



1 PLANTA BAIXA - TÉRREO
1 : 75

HIDRÁULICA - TUBULAÇÃO	
DIÂM. (mm)	COMPRIMENTO (m)
Tubo Branco - Água Fria - Roscável	
40	10,77
50	30,10
Tubo Marrom - Água Fria - Soldável	
20	23,88
25	144,68
32	33,52
40	30,29


HIDRÁULICA - CONEXÕES	
QTDE.	DESCRIÇÃO
Roscável	
5	Bucha de Redução Roscável 1.1/2" x 1.1/4", PVC Branco, Água Fria - TIGRE
4	Curva 90° Roscável 1.1/2", PVC Branco, Água Fria - TIGRE
1	Joelho 90° Roscável 1.1/4", PVC Branco, Água Fria - TIGRE
4	Tê Roscável 1.1/2", PVC Branco, Água Fria - TIGRE

Soldável	
2	Bucha de Redução Soldável Curta 25x20mm, PVC Marrom, Água Fria - TIGRE
6	Bucha de Redução Soldável Curta 32x25mm, PVC Marrom, Água Fria - TIGRE
4	Bucha de Redução Soldável Curta 40x32mm, PVC Marrom, Água Fria - TIGRE
4	Bucha de Redução Soldável Longa 40x25mm, PVC Marrom, Água Fria - TIGRE
4	Curva 90° Soldável 25mm, PVC Marrom, Água Fria - TIGRE
1	Joelho 45° Soldável 20mm, PVC Marrom, Água Fria - TIGRE
1	Joelho 45° Soldável 25mm, PVC Marrom, Água Fria - TIGRE
3	Joelho 90° Soldável 20mm, PVC Marrom, Água Fria - TIGRE
36	Joelho 90° Soldável 25mm, PVC Marrom, Água Fria - TIGRE
1	Joelho 90° Soldável com Bucha de Latão 20 x 1/2", PVC Marrom, Água Fria - TIGRE
20	Joelho 90° Soldável com Bucha de Latão 25 x 1/2", PVC Marrom, Água Fria - TIGRE
17	Joelho 90° Soldável com Bucha de Latão 32 x 1/2", PVC Marrom, Água Fria - TIGRE
1	Joelho 90° Soldável com Bucha de Latão 25 x 3/4", PVC Marrom, Água Fria - TIGRE
10	Joelho de Redução 90° Soldável 25x20mm, PVC Marrom, Água Fria - TIGRE
1	Joelho de Redução 90° Soldável 32x25mm, PVC Marrom, Água Fria - TIGRE
5	Linha Soldável e com Rosca 40 x 1.1/4", PVC Marrom, Água Fria - TIGRE
6	Tê de Redução Soldável 25x20mm, PVC Marrom, Água Fria - TIGRE
4	Tê de Redução Soldável 32x25mm, PVC Marrom, Água Fria - TIGRE
2	Tê de Redução Soldável 40x32mm, PVC Marrom, Água Fria - TIGRE
1	Tê de Redução Soldável 40x32mm, PVC Marrom, Água Fria - TIGRE
15	Tê Soldável 25mm, PVC Marrom, Água Fria - TIGRE
2	Tê Soldável 32mm, PVC Marrom, Água Fria - TIGRE
3	Tê Soldável 40mm, PVC Marrom, Água Fria - TIGRE

HIDRÁULICA - REGISTROS		
ID	QTDE.	DESCRIÇÃO
REVS	1	Registro Esfera VS Compacto Roscável 1.1/2" - TIGRE
REVSC	25	Registro Esfera VS Compacto Soldável 25mm - TIGRE
RP	2	Registro de Chuveiro PVC Areia 1/2" - TIGRE

SIMBOLOGIA - INST. HIDRÁULICA	
TJ	TORNEIRA DE JARDIM
PA	PURIFICADOR DE ÁGUA
PIA	PIA
LV	LAVATÓRIO
VS	VASO SANITÁRIO
TL	TANQUE DE LAVAR
TOR	TORNEIRA DE SERVIÇO
RP	REGISTRO DE PRESSÃO
REVSC	REGISTRO DE ESFERA VS COMPACTO SOLDÁVEL
REVS	REGISTRO DE ESFERA VS ROSCÁVEL
TUBULAÇÃO SOLDÁVEL	
TUBULAÇÃO SOB O PISO	

EMISSIONS					
REV.	EMISSÃO		DATA	EXEC.	VERIF.
SECRETARIA MUNICIPAL DE PROJETOS DE DESENVOLVIMENTO			PREFEITURA DE PARINTINS		
AUTOR DO PROJETO:			RESPONSÁVEL TÉCNICO:		
LOCALIDADE/ENDEREÇO:					
CIDADE DE PARINTINS/AM					
RUA PARINTINS, COMUNIDADE DO CABURI					
PROJETO E CONTEÚDO:					
CAIC - CENTRO INTEGRADO DE ATENÇÃO À CRIANÇA					
INSTALAÇÃO HIDRÁULICA - NÍVEL TÉRREO					
ESQUEMA GERAL					
ÁREA TERRENO:		ÁREA CONSTRUÍDA:		PRANCHA:	
DATA:	ESCALA:	INDICADA	DESENHO:	SEPROD	
20/03/2026					
OBS:					
Direitos Autorais Reservados pela Lei 9.610 de 19.02.1998					

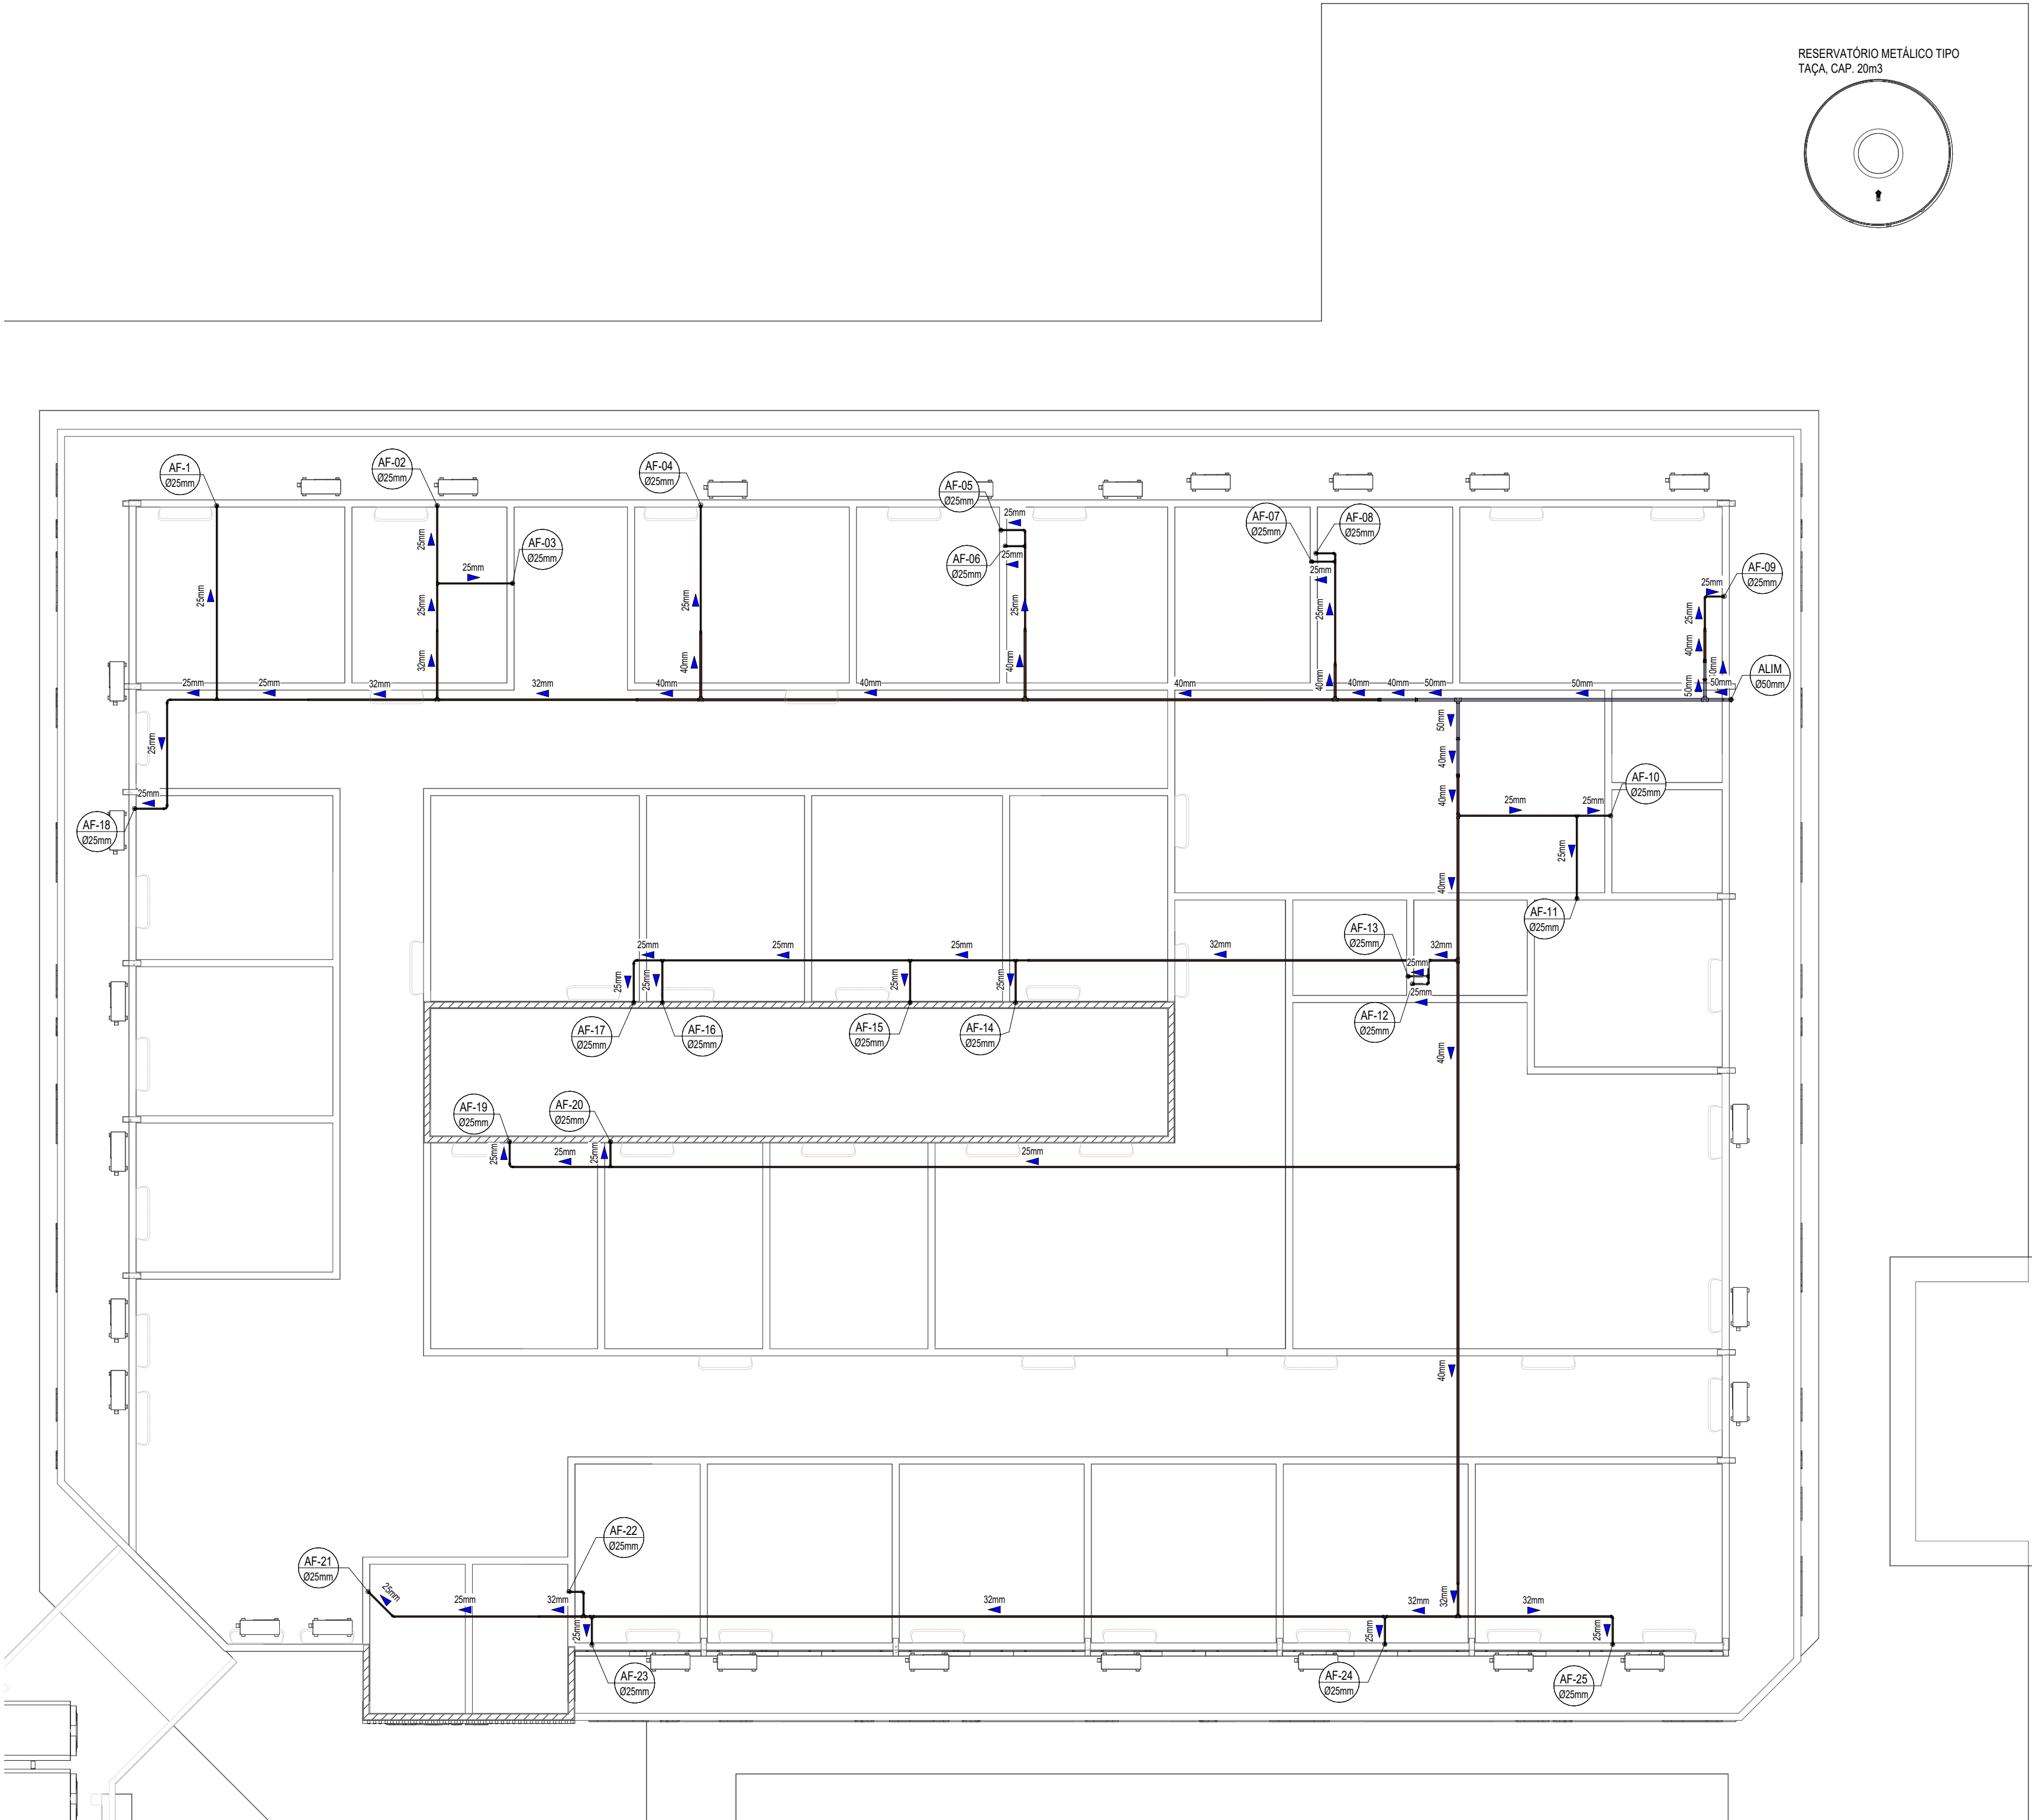

1 PLANTA DO NÍVEL SUPERIOR
1 : 75

HIDRÁULICA - TUBULAÇÃO	
DIÂM. (mm)	COMPRIMENTO (m)
Tubo Branco - Água Fria - Roscável	
40	10,77
50	30,10
Tubo Marrom - Água Fria - Soldável	
20	23,88
25	144,68
32	33,52
40	30,29


HIDRÁULICA - CONEXÕES	
QTDE.	DESCRIÇÃO
Roscável	
5	Bucha de Redução Roscável 1.1/2" x 1.1/4", PVC Branco, Água Fria - TIGRE
4	Curva 90° Roscável 1.1/2", PVC Branco, Água Fria - TIGRE
1	Joelho 90° Roscável 1.1/4", PVC Branco, Água Fria - TIGRE
4	Tê Roscável 1.1/2", PVC Branco, Água Fria - TIGRE

Soldável	
2	Bucha de Redução Soldável Curta 25x20mm, PVC Marrom, Água Fria - TIGRE
6	Bucha de Redução Soldável Curta 32x25mm, PVC Marrom, Água Fria - TIGRE
4	Bucha de Redução Soldável Curta 40x32mm, PVC Marrom, Água Fria - TIGRE
4	Bucha de Redução Soldável Longa 40x25mm, PVC Marrom, Água Fria - TIGRE
4	Curva 90° Soldável 25mm, PVC Marrom, Água Fria - TIGRE
1	Joelho 45° Soldável 20mm, PVC Marrom, Água Fria - TIGRE
1	Joelho 45° Soldável 25mm, PVC Marrom, Água Fria - TIGRE
3	Joelho 90° Soldável 20mm, PVC Marrom, Água Fria - TIGRE
36	Joelho 90° Soldável 25mm, PVC Marrom, Água Fria - TIGRE
20	Joelho 90° Soldável com Bucha de Latão 20 x 1/2", PVC Marrom, Água Fria - TIGRE
17	Joelho 90° Soldável com Bucha de Latão 25 x 1/2", PVC Marrom, Água Fria - TIGRE
1	Joelho 90° Soldável com Bucha de Latão 25 x 3/4", PVC Marrom, Água Fria - TIGRE
10	Joelho de Redução 90° Soldável 25x20mm, PVC Marrom, Água Fria - TIGRE
1	Joelho de Redução 90° Soldável 32x25mm, PVC Marrom, Água Fria - TIGRE
5	Linha Soldável e com Rosca 40 x 1.1/4", PVC Marrom, Água Fria - TIGRE
6	Tê de Redução Soldável 25x20mm, PVC Marrom, Água Fria - TIGRE
4	Tê de Redução Soldável 32x25mm, PVC Marrom, Água Fria - TIGRE
2	Tê de Redução Soldável 40x32mm, PVC Marrom, Água Fria - TIGRE
15	Tê Soldável 25mm, PVC Marrom, Água Fria - TIGRE
2	Tê Soldável 32mm, PVC Marrom, Água Fria - TIGRE
3	Tê Soldável 40mm, PVC Marrom, Água Fria - TIGRE


HIDRÁULICA - REGISTROS		
ID	QTDE.	DESCRIÇÃO
REVS	1	Registro Esfera VS Compacto Roscável 1.1/2" - TIGRE
REVSC	25	Registro Esfera VS Compacto Soldável 25mm - TIGRE
RP	2	Registro de Chuveiro PVC Areia 1/2" - TIGRE

SIMBOLOGIA - INST. HIDRÁULICA	
TJ	TORNEIRA DE JARDIM
PA	PURIFICADOR DE ÁGUA
PIA	PIA
LV	LAVATÓRIO
VS	VASO SANITÁRIO
TL	TANQUE DE LAVAR
TOR	TORNEIRA DE SERVIÇO
RP	REGISTRO DE PRESSÃO
REVSC	REGISTRO DE ESFERA VS COMPACTO SOLDÁVEL
REVS	REGISTRO DE ESFERA VS ROSCÁVEL
TUBULAÇÃO SOLDÁVEL	
TUBULAÇÃO SOB O PISO	


EMISSÕES					
REV.	EMISSÃO	DATA	EXEC.	VERIF.	APROV.
AUTOR DO PROJETO:		RESPONSÁVEL TÉCNICO:			
LOCALIDADE/ENDEREÇO: CIDADE DE PARINTINS/AM RUA PARINTINS, COMUNIDADE DO CABURI					
PROJETO E CONTEÚDO: CAIC - CENTRO INTEGRADO DE ATENÇÃO À CRIANÇA INSTALAÇÃO HIDRÁULICA - NÍVEL SUPERIOR ESQUEMA GERAL					
ÁREA TERRENO:	ÁREA CONSTRUIDA:	PRANCHAS:		HID	
DATA:	ESCALA:	DESENHO:	SEPROD	H02	
OBS:					
Direitos Autorais Reservados pela Lei 9.610 de 19.02.1998					

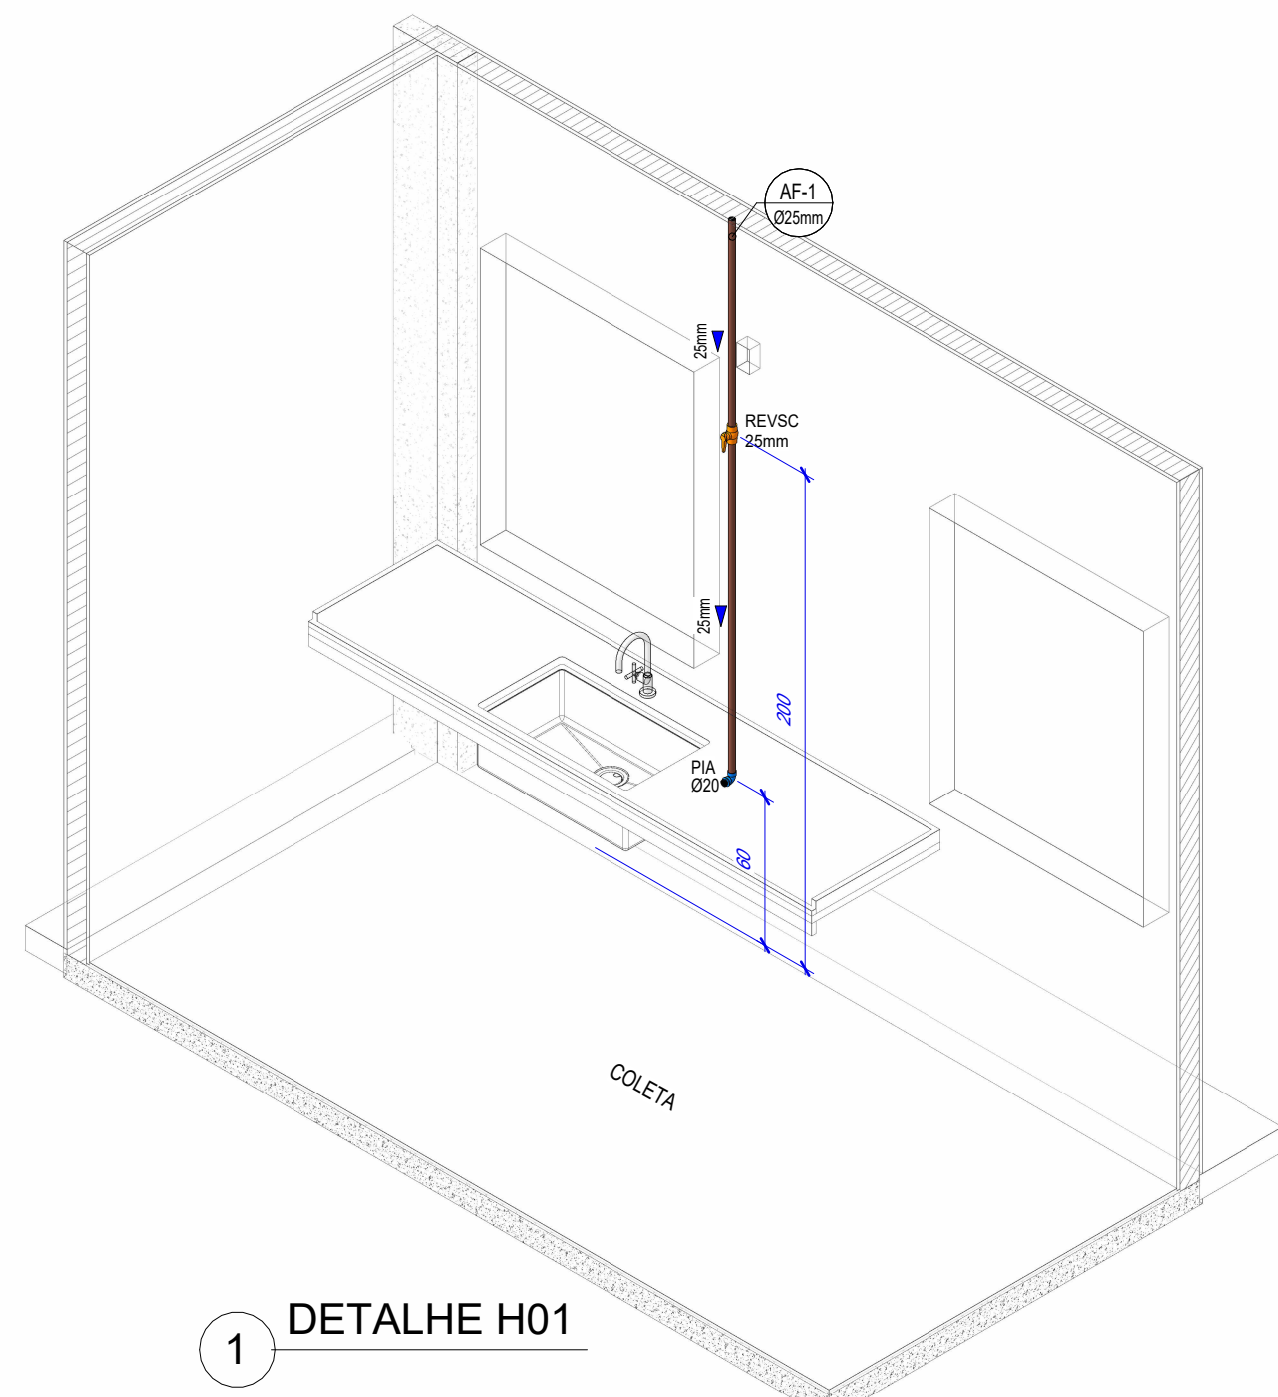


1 DETALHE H01

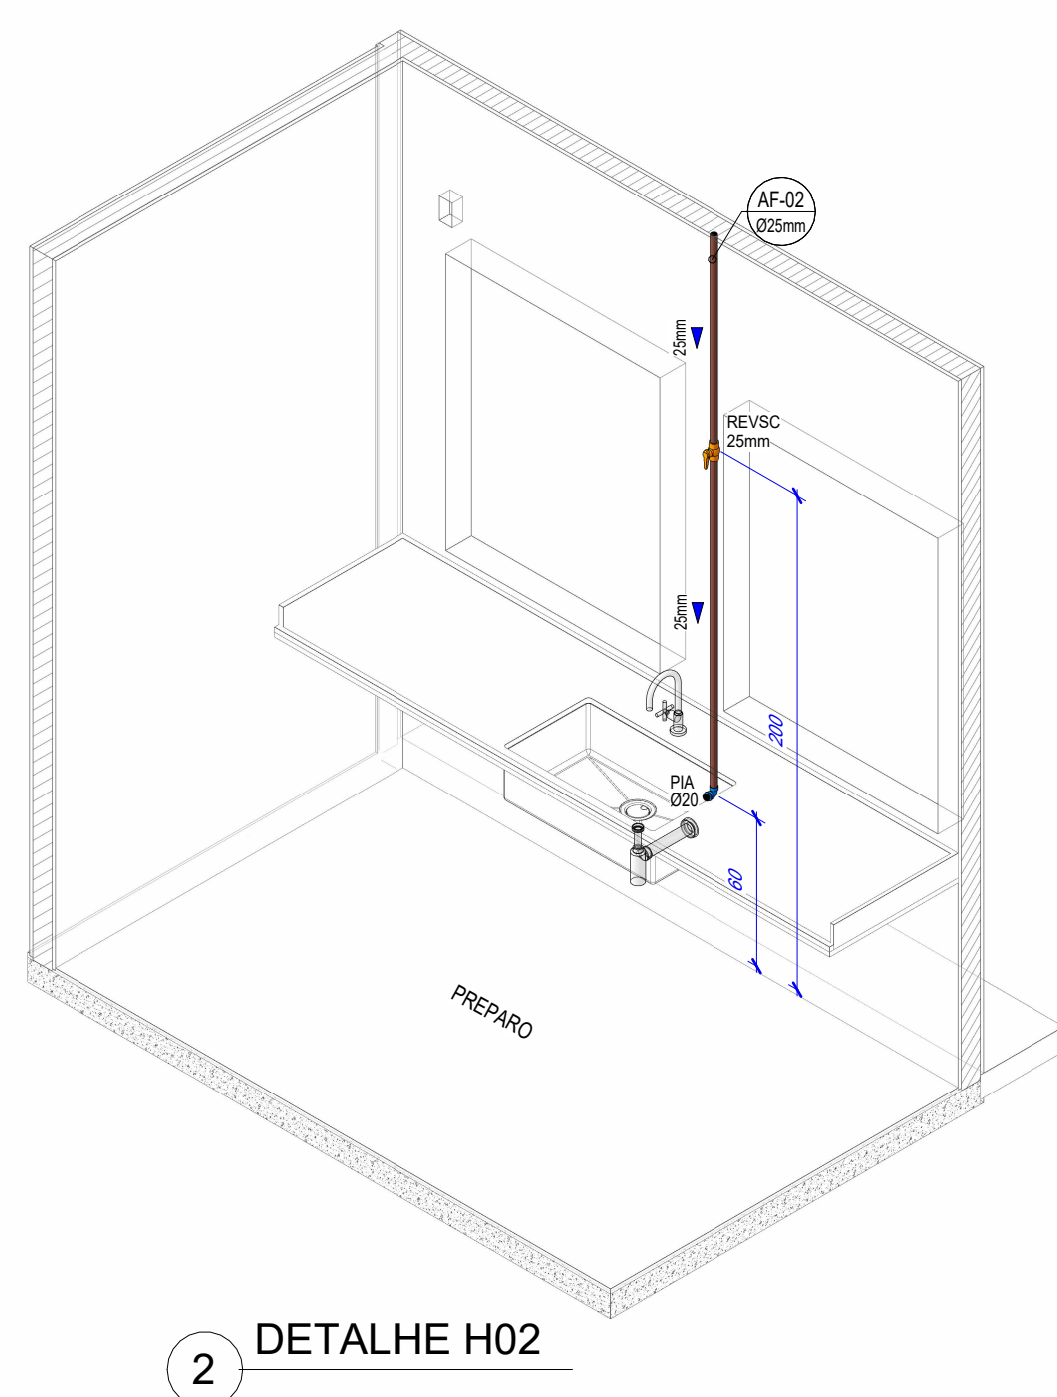


2 DETALHE H02

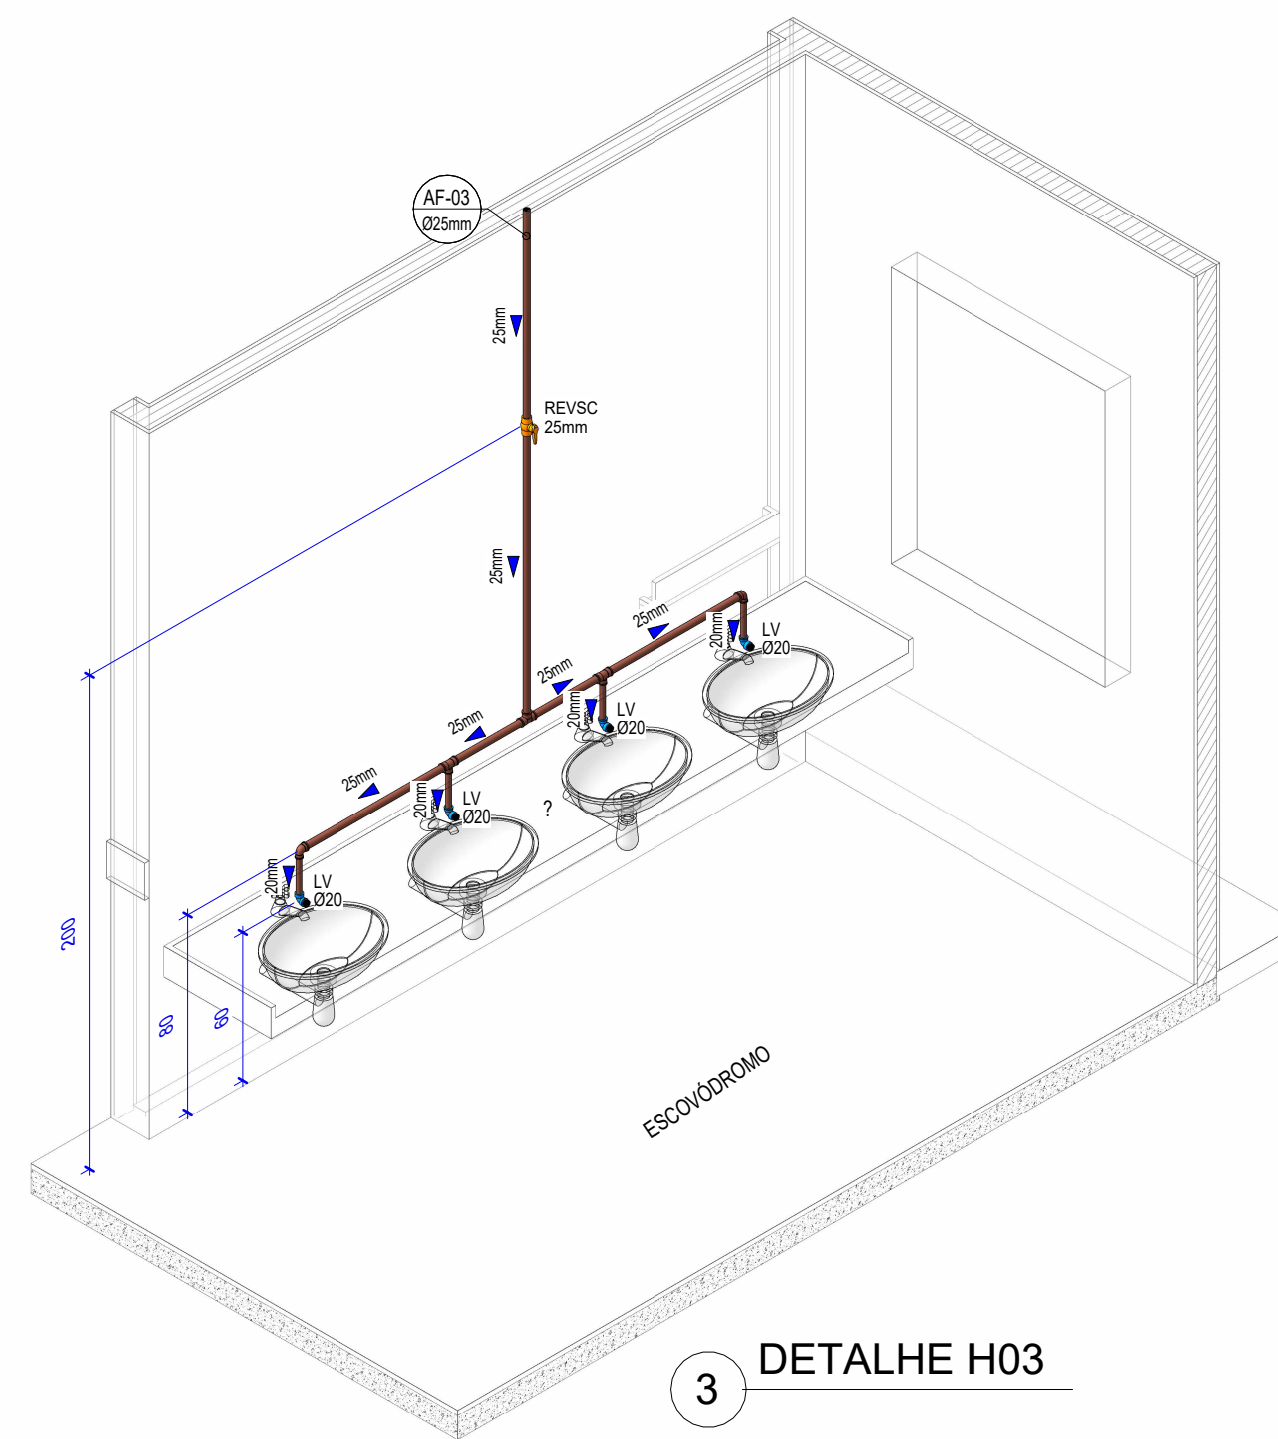


3 DETALHE H03

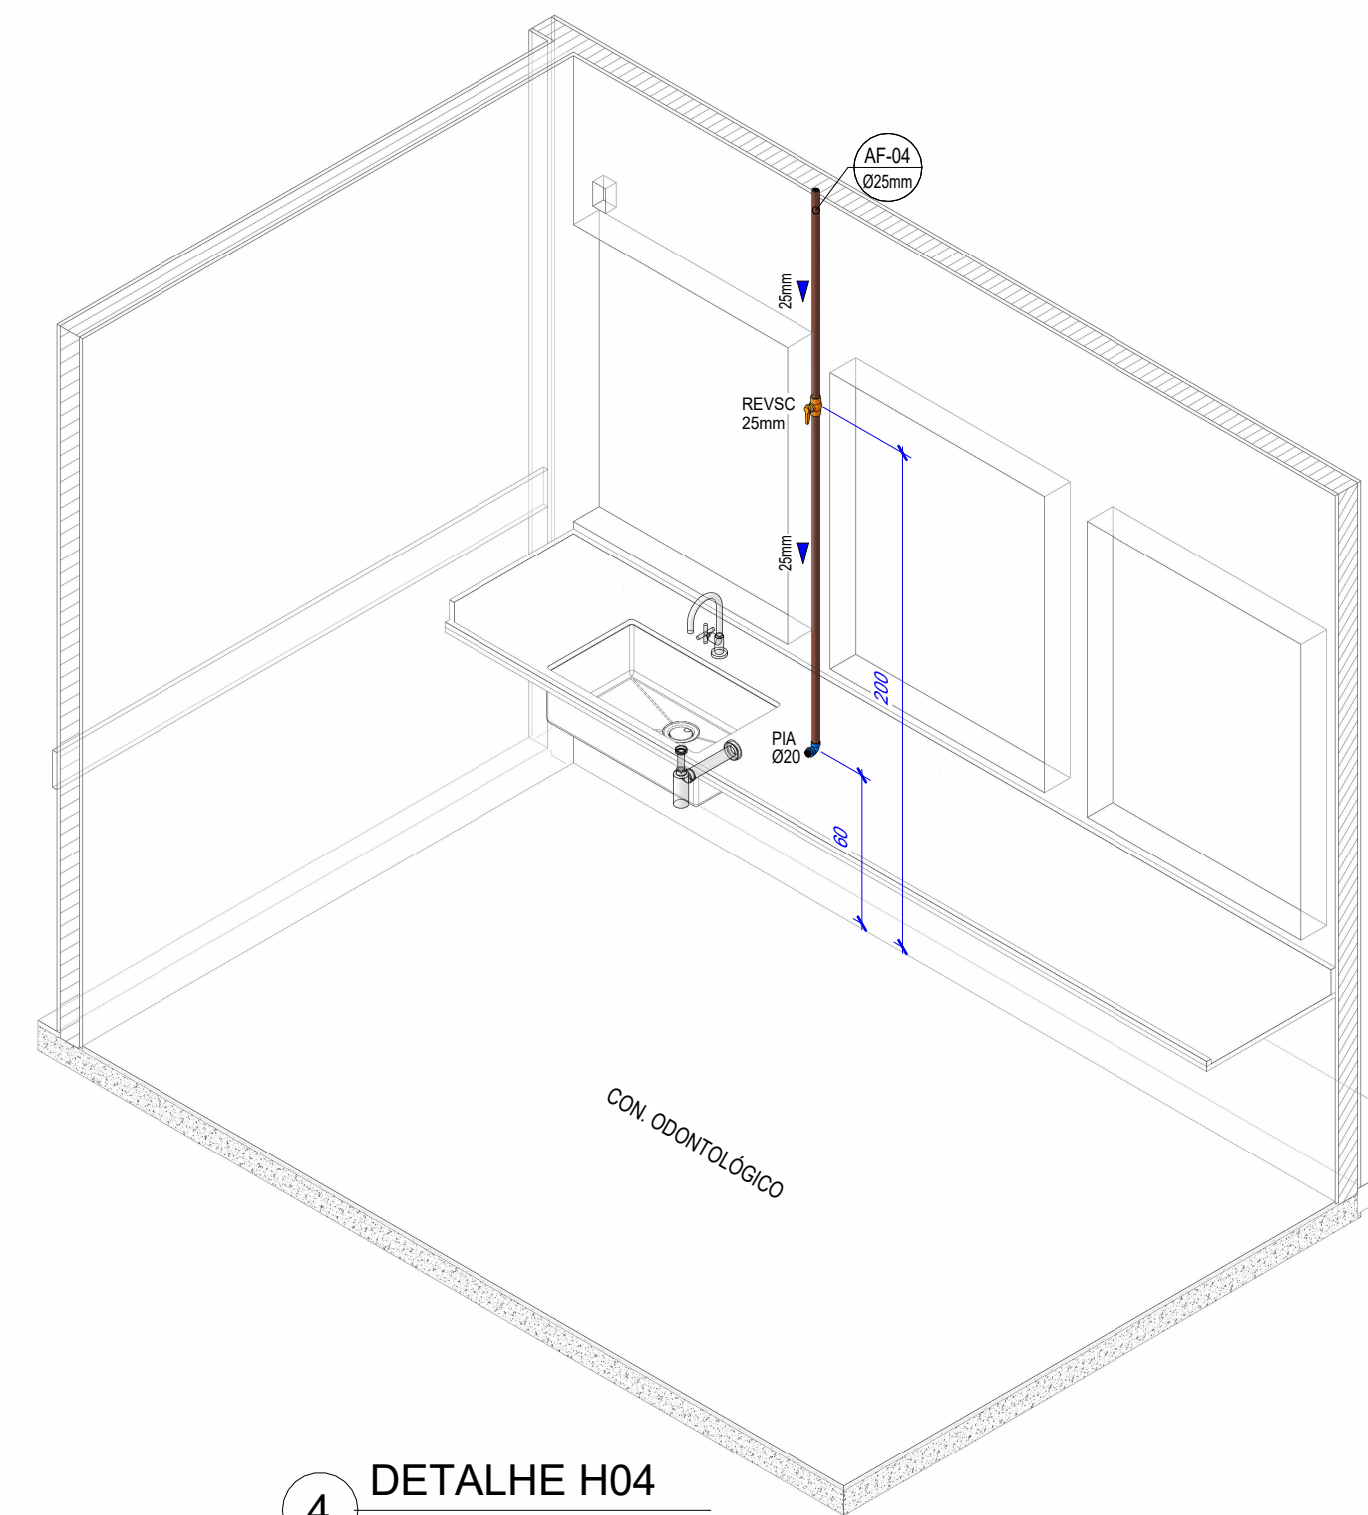


4 DETALHE H04

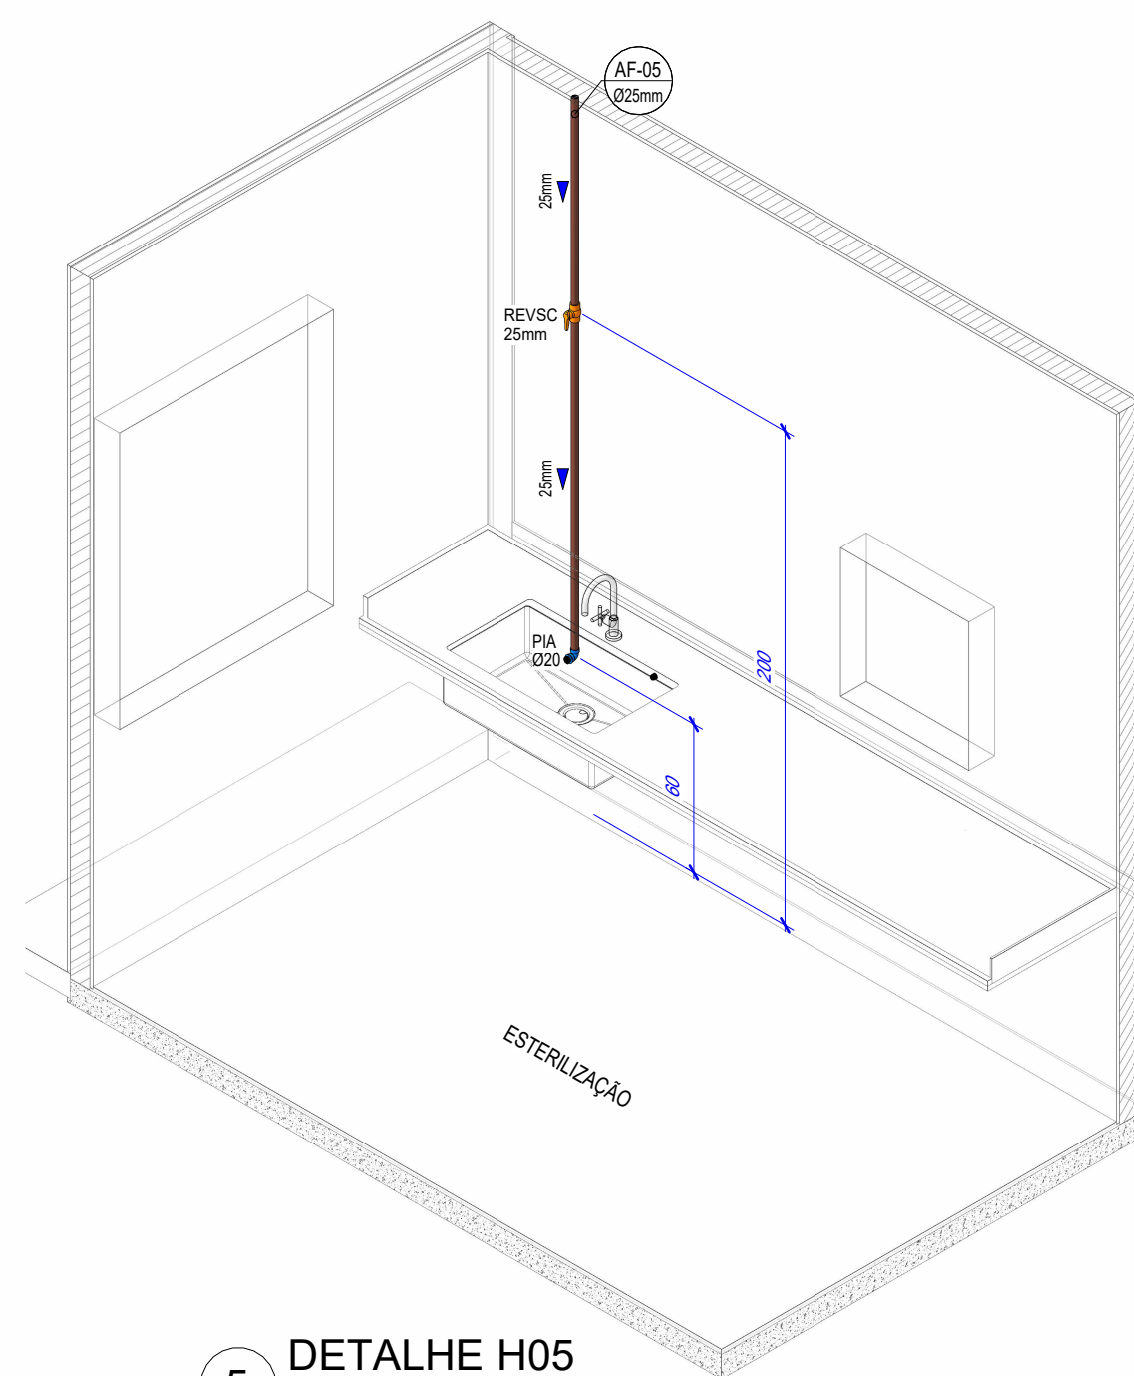

5 DETALHE H05

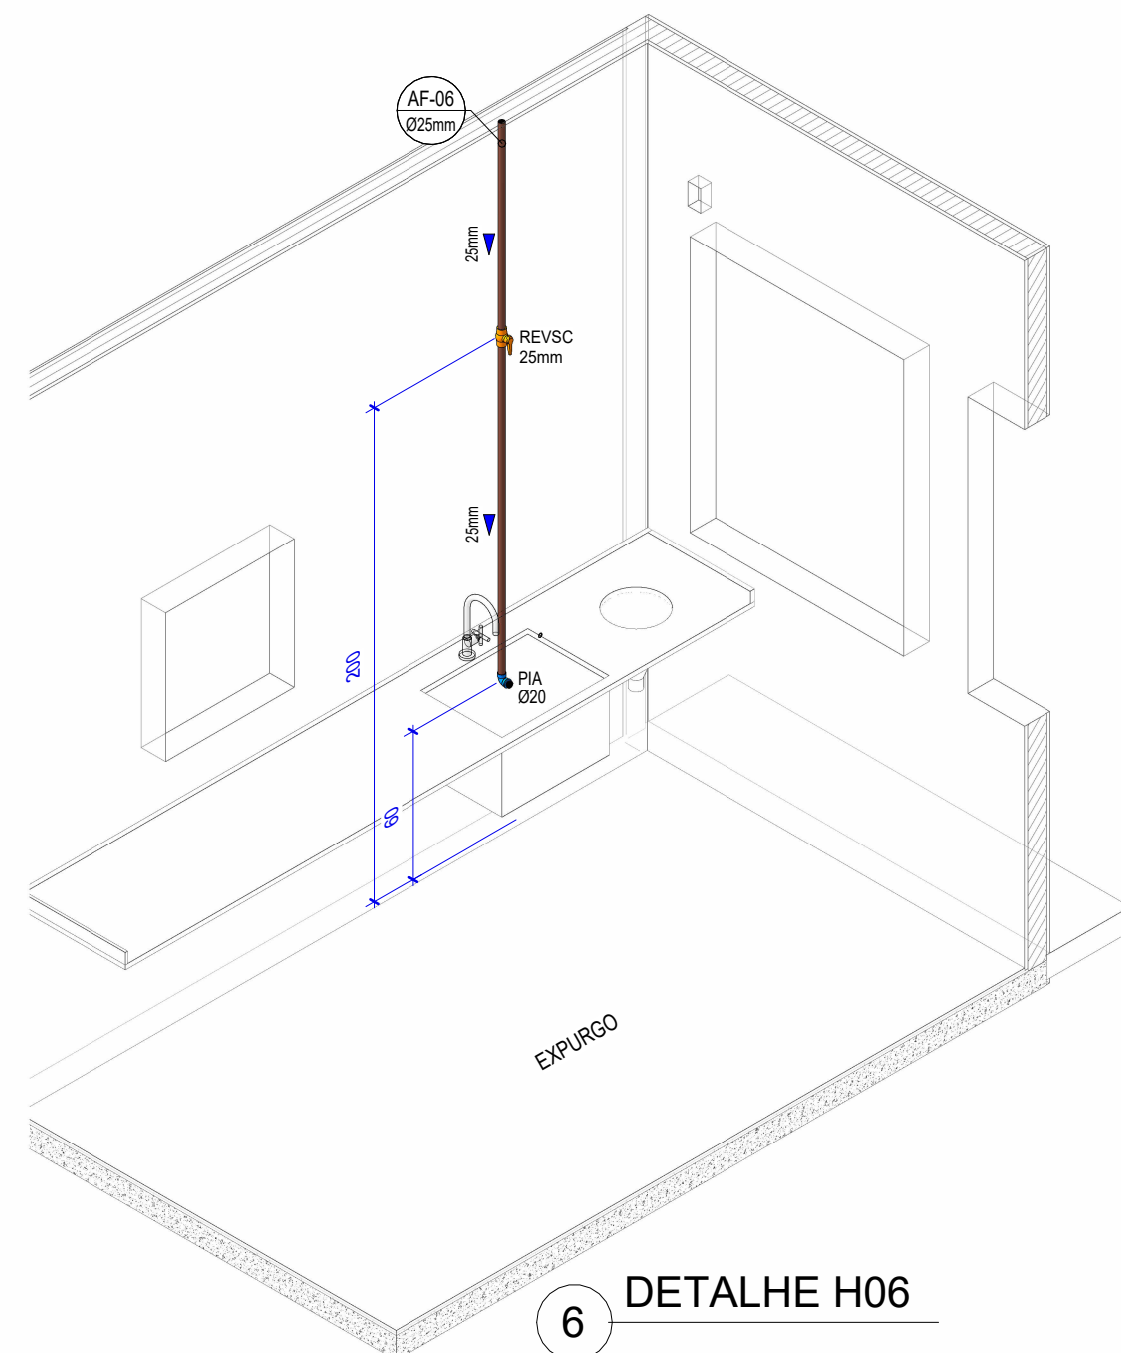


6 DETALHE H06

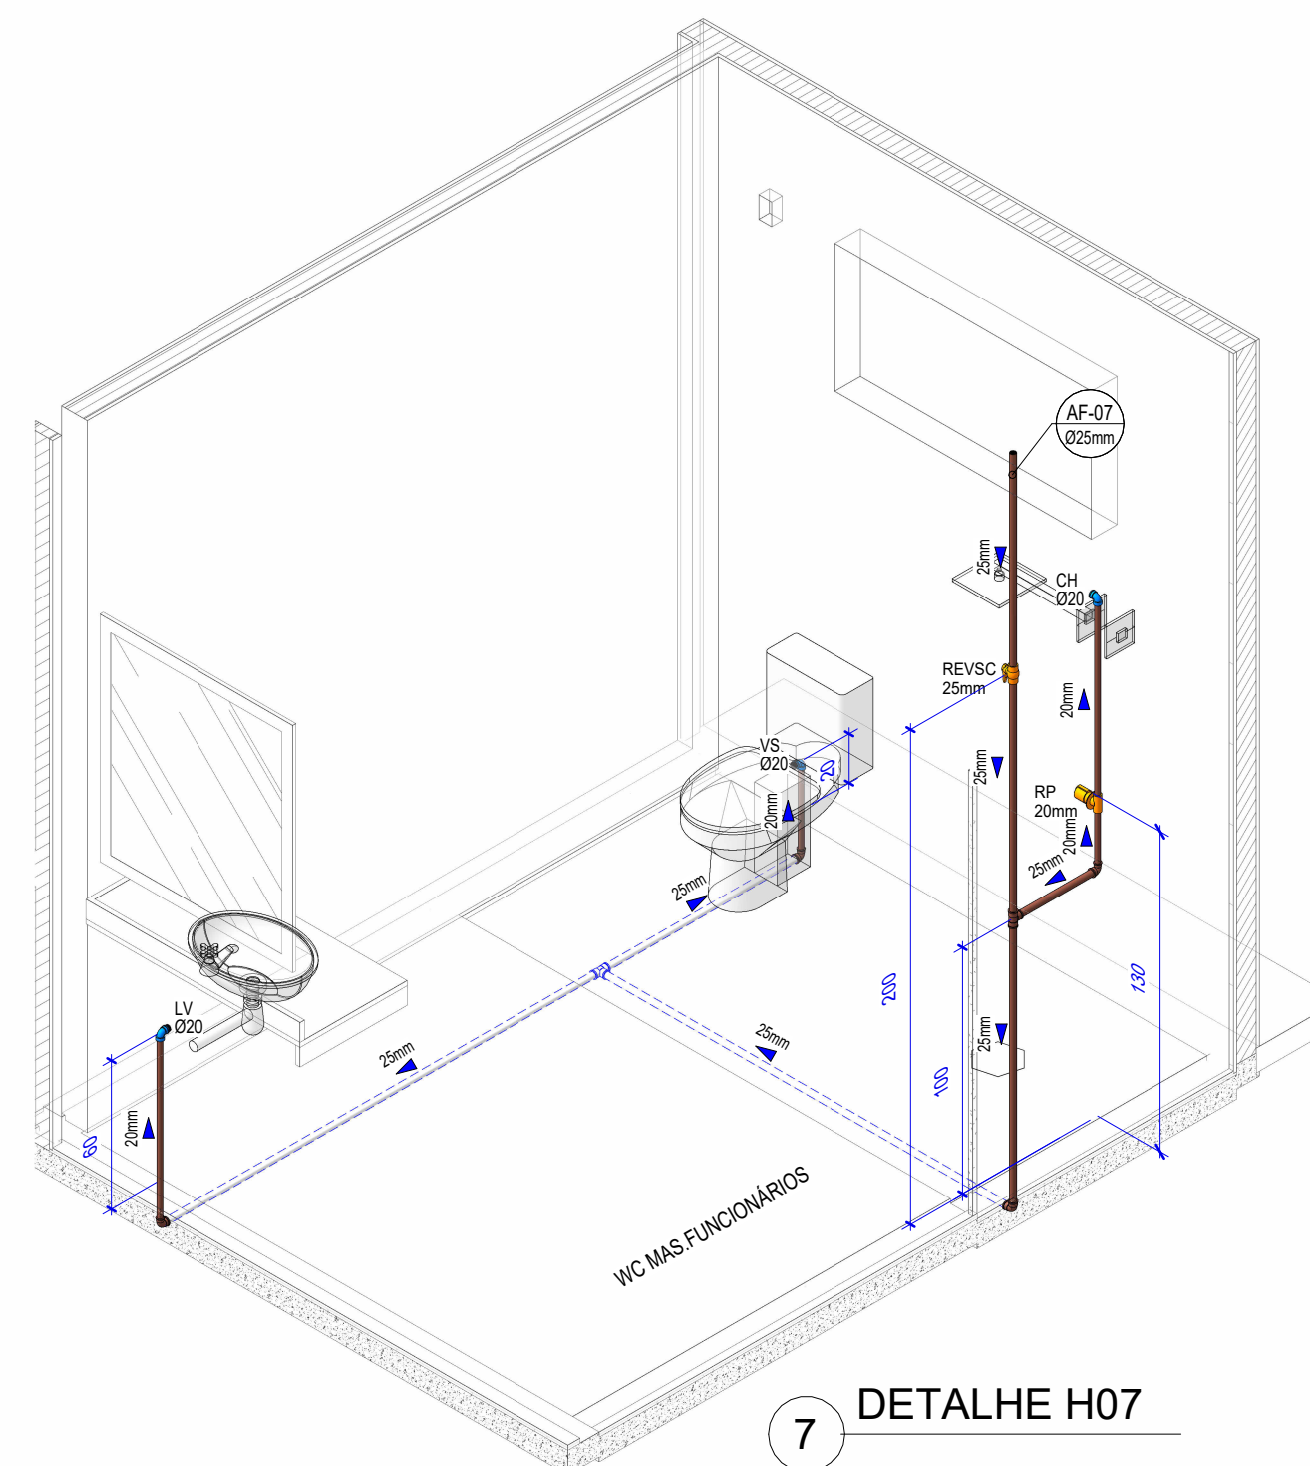


7 DETALHE H07

SIMBOLOGIA - INST. HIDRÁULICA	
TJ	TORNEIRA DE JARDIM
PA	PURIFICADOR DE ÁGUA
PIA	PIA
LV	LAVATÓRIO
VS	VASO SANITÁRIO
TL	TANQUE DE LAVAR
TOR	TORNEIRA DE SERVIÇO
RP	REGISTRO DE PRESSÃO
REVSC	REGISTRO DE ESFERA VS COMPACTO SOLDÁVEL
REVS	REGISTRO DE ESFERA VS ROSCÁVEL
— TUBULAÇÃO SOLDÁVEL	
--- TUBULAÇÃO SOB O PISO	


EMISSÕES					
REV.	EMIÇÃO	DATA	EXEC.	VERIF.	APROV.
	SECRETARIA MUNICIPAL DE PROJETOS DE DESENVOLVIMENTO		PREFEITURA DE PARINTINS		
AUTOR DO PROJETO:		RESPONSÁVEL TÉCNICO:			
LOCALIDADE/ENDEREÇO:					
CIDADE DE PARINTINS/AM					
RUA PARINTINS, COMUNIDADE DO CABURI					
PROJETO E CONTEÚDO:					
CAIC - CENTRO INTEGRADO DE ATENÇÃO À CRIANÇA					
INSTALAÇÃO HIDRÁULICA - DETALHES ISOMÉTRICOS					
ÁREA TERRENO:		ÁREA CONSTRUÍDA:		PRANCHA:	
DATA:	20/03/2026	ESCALA:	1/25	DESENHO:	SEPROD
OBS:					
HID H03					
Direitos Autorais Reservados pela Lei 9.610 de 19.02.1998					

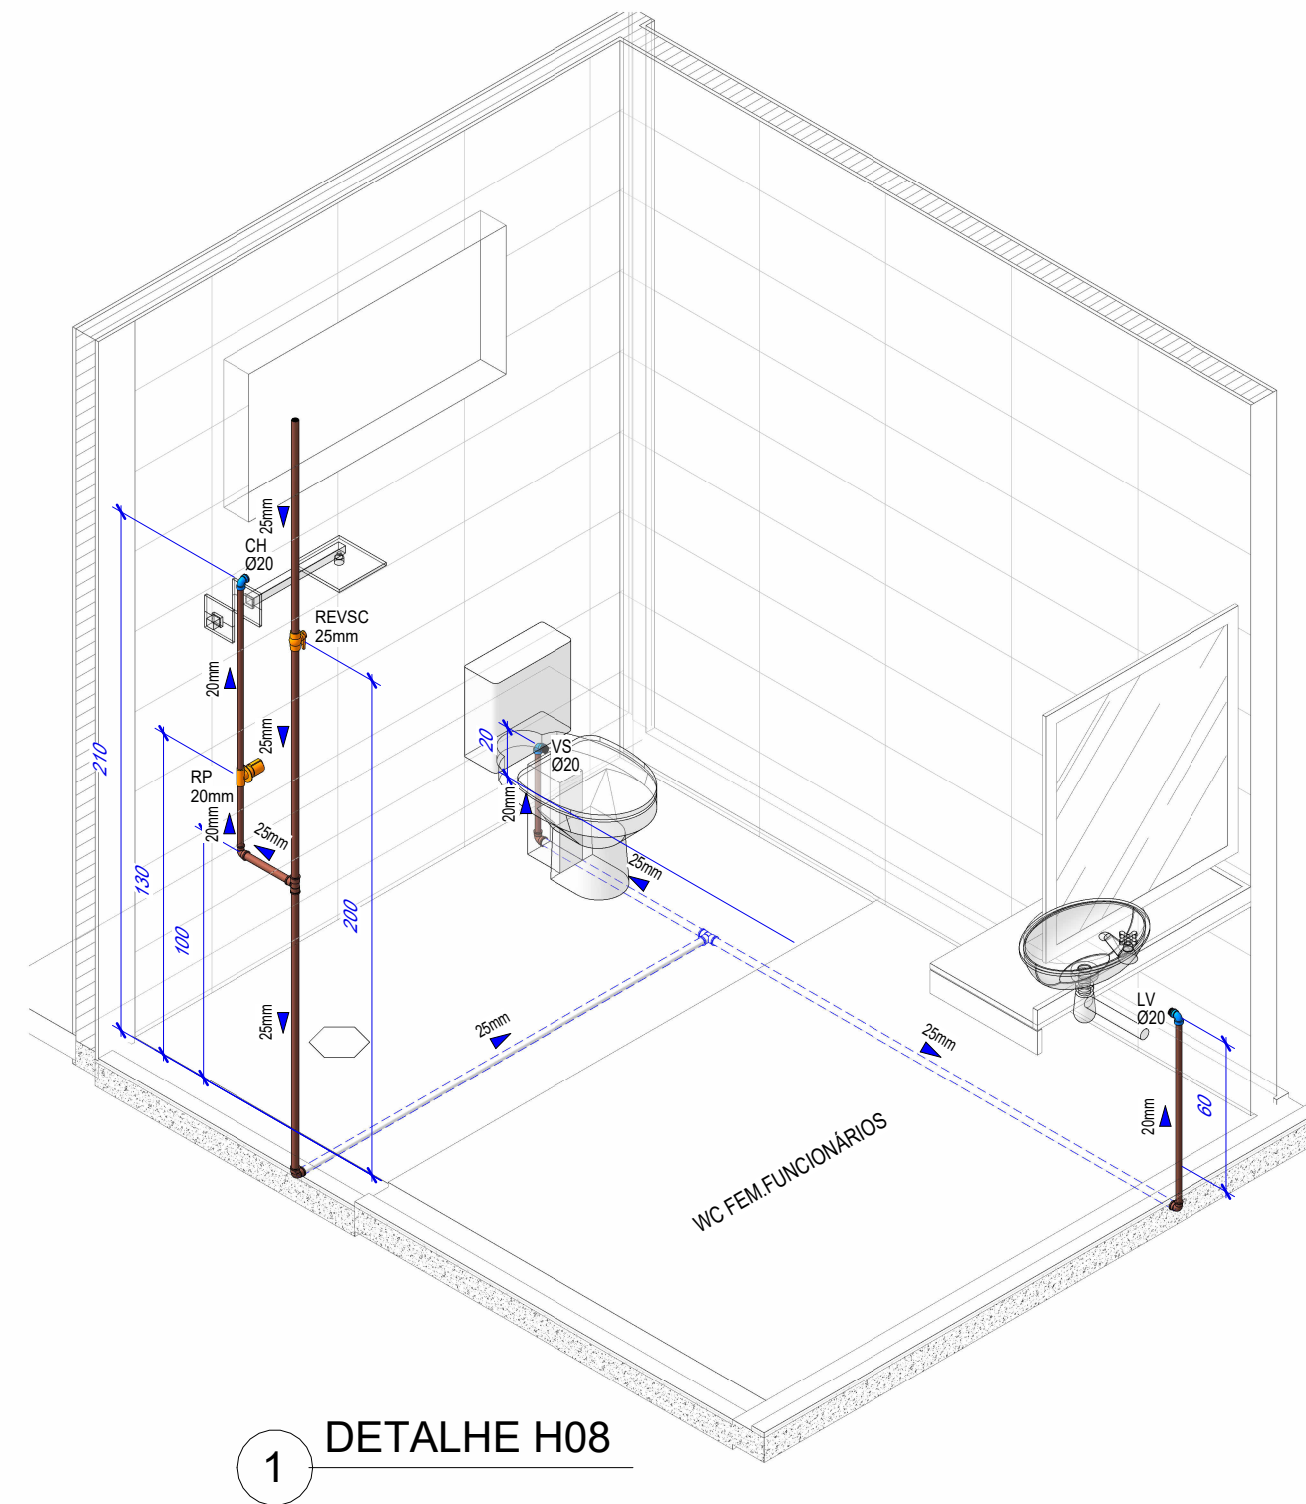


1 DETALHE H08

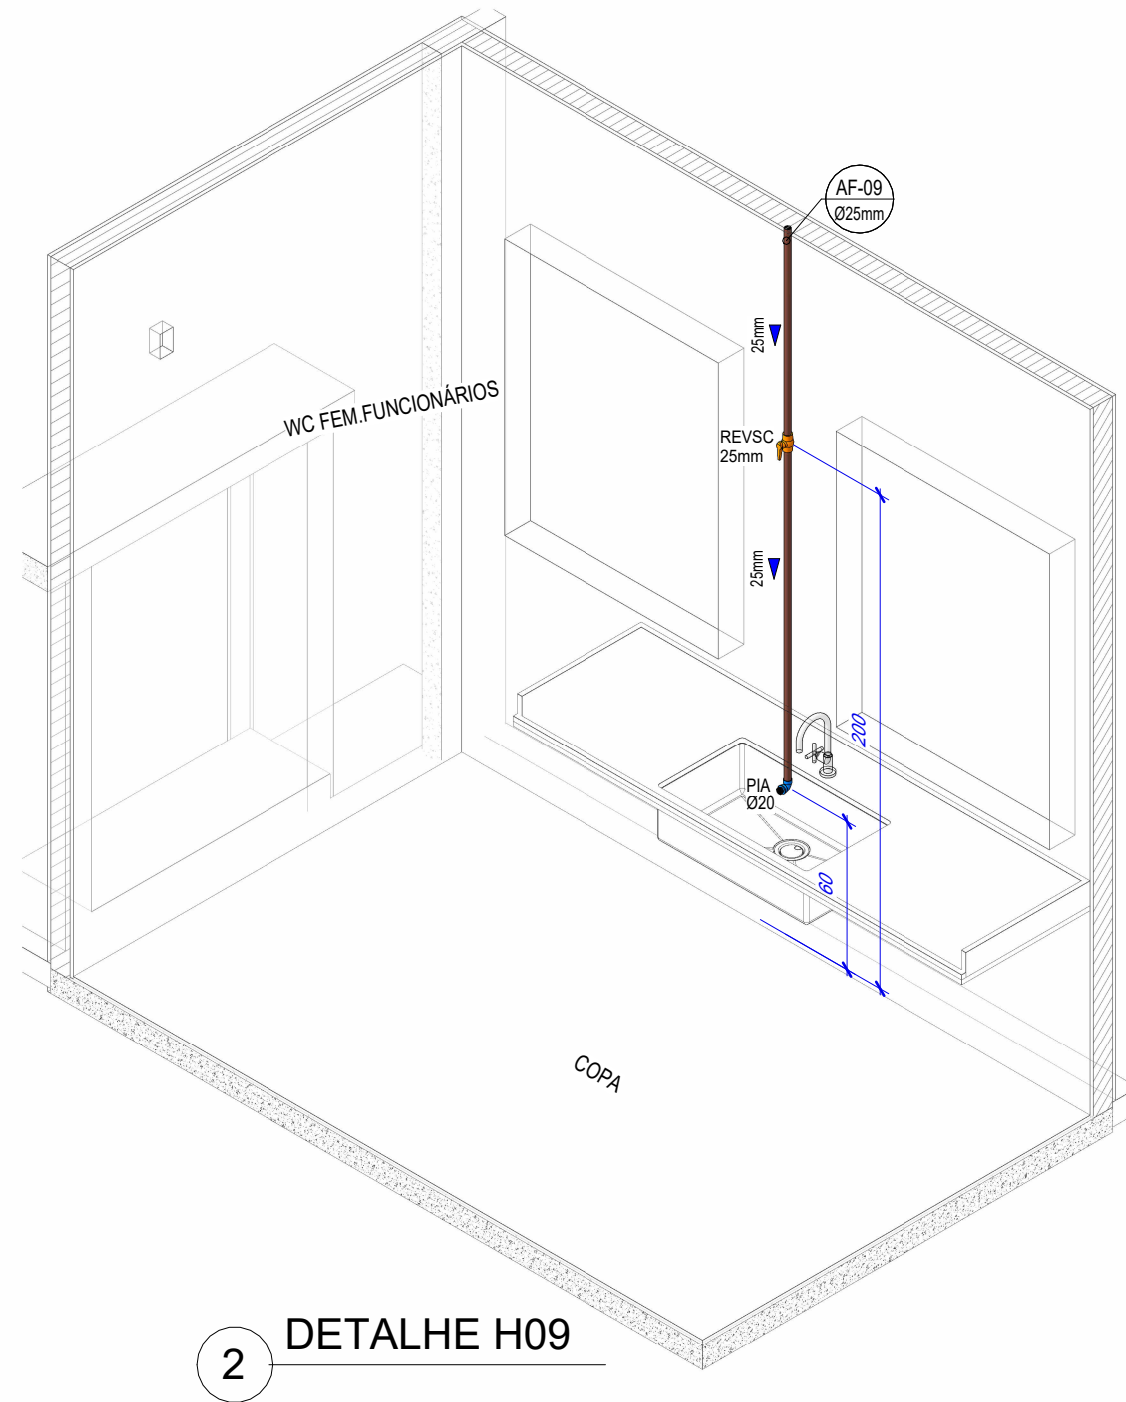


2 DETALHE H09

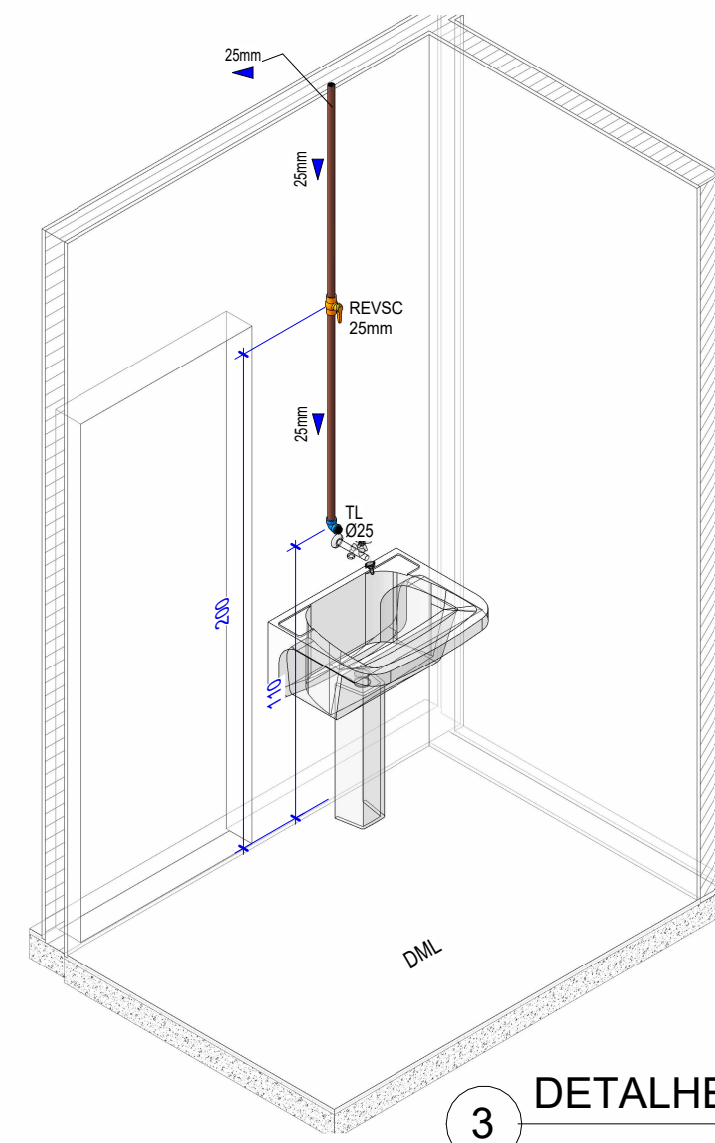


3 DETALHE H10

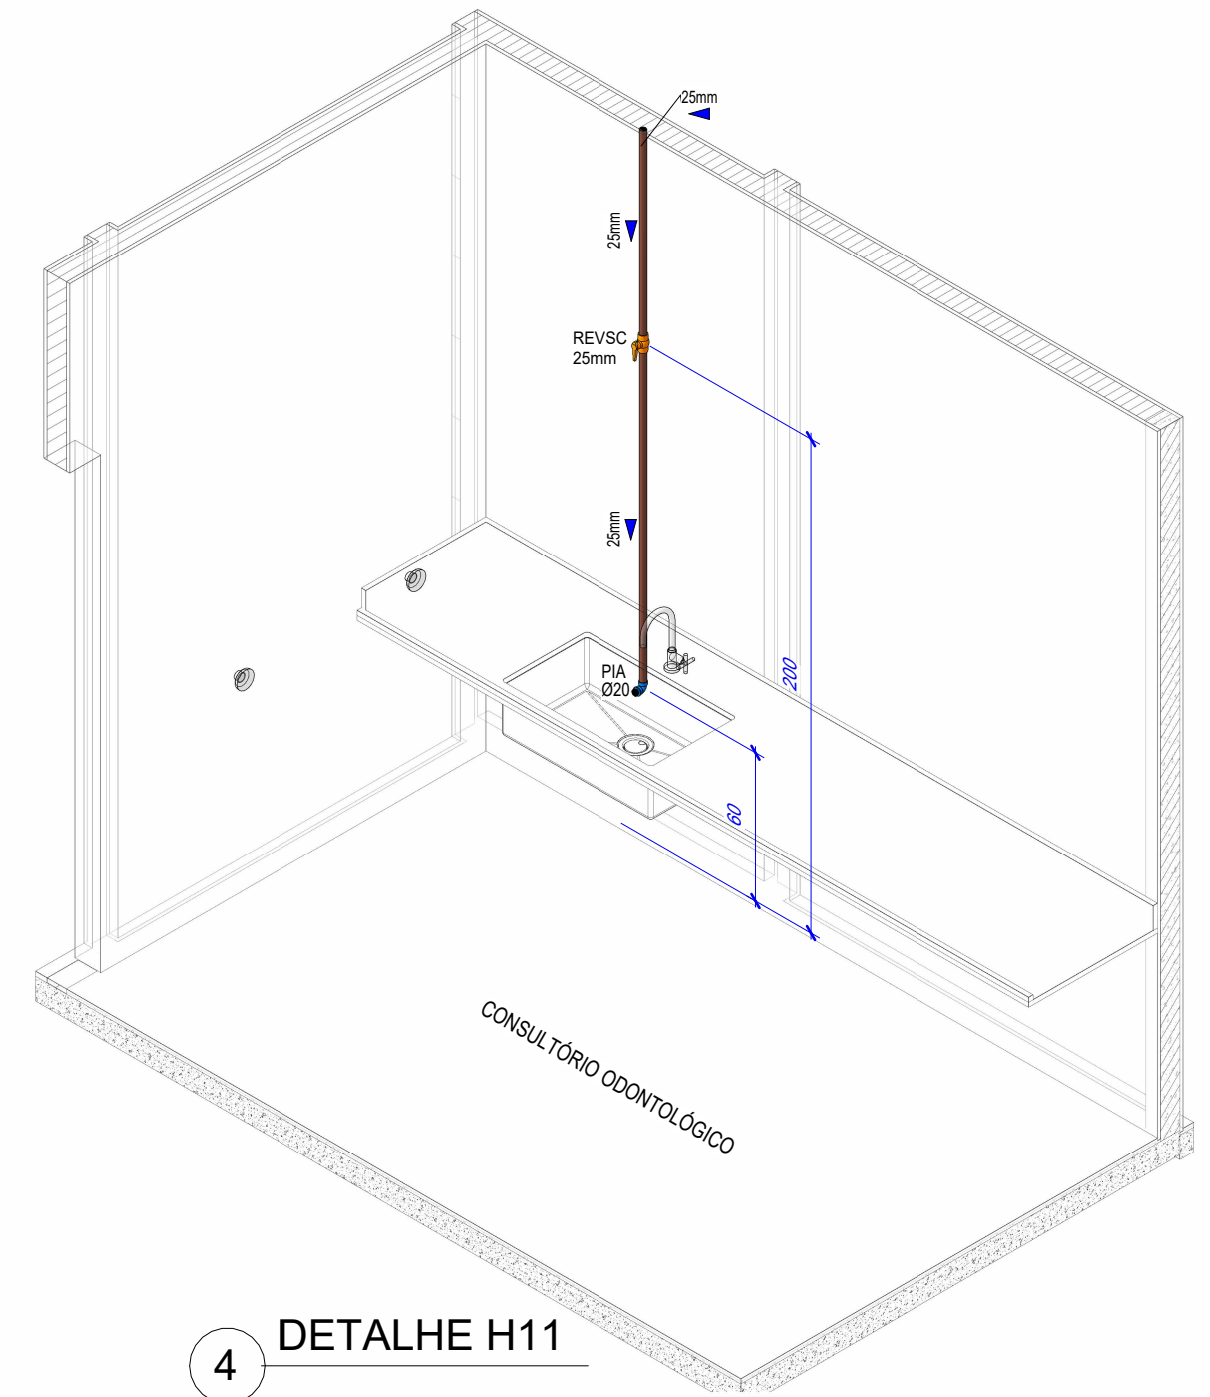


4 DETALHE H11

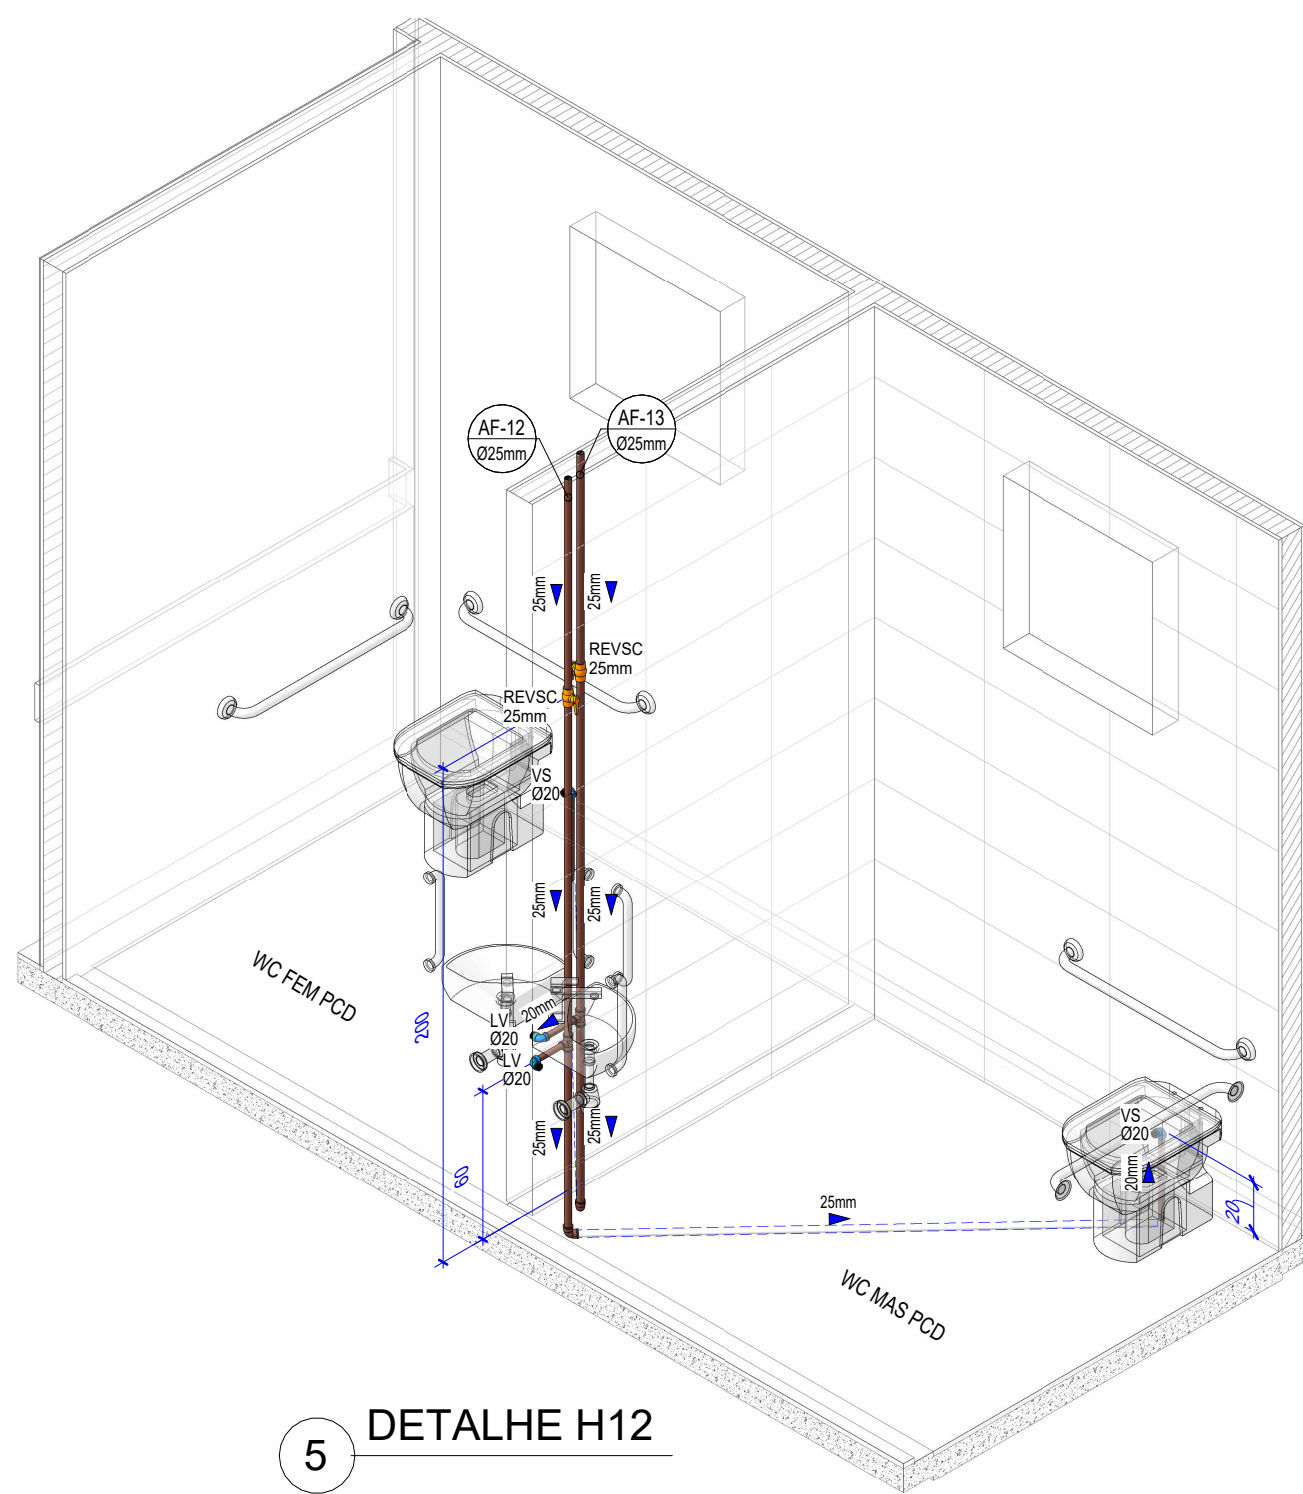

5 DETALHE H12

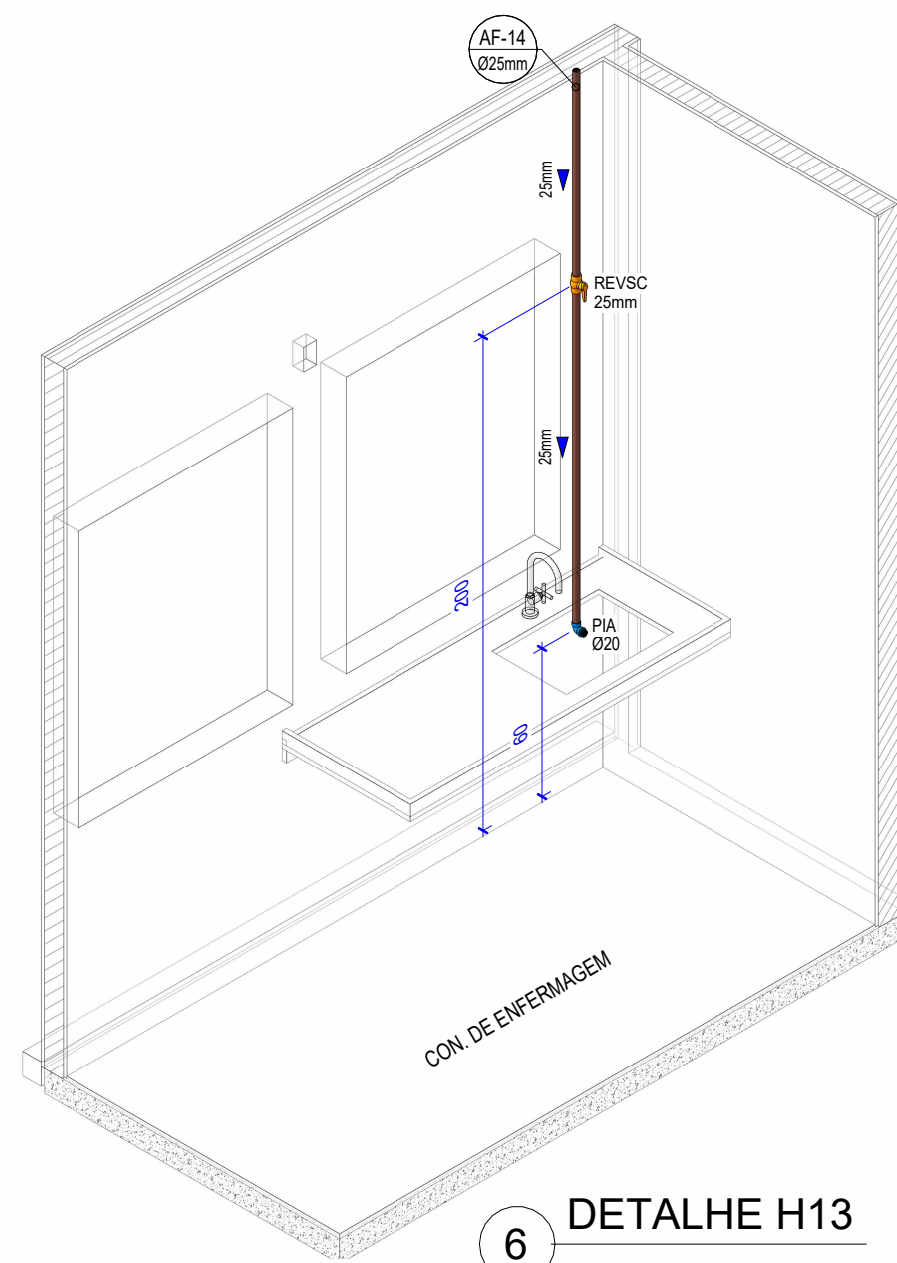


6 DETALHE H13

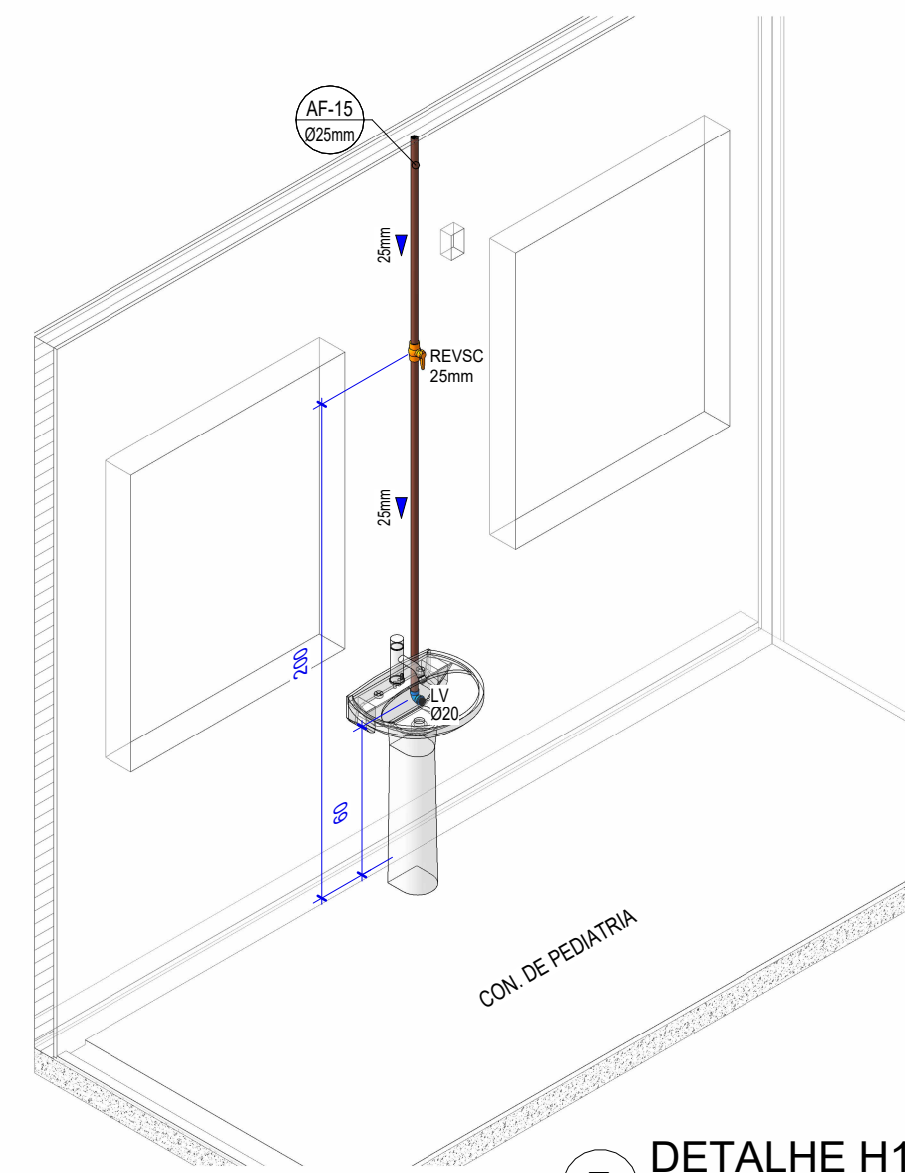


7 DETALHE H14

SIMBOLOGIA - INST. HIDRÁULICA	
TJ	TORNEIRA DE JARDIM
PA	PURIFICADOR DE ÁGUA
PIA	PIA
LV	LAVATÓRIO
VS	VASO SANITÁRIO
TL	TANQUE DE LAVAR
TOR	TORNEIRA DE SERVIÇO
RP	REGISTRO DE PRESSÃO
REVSC	REGISTRO DE ESFERA VS COMPACTO SOLDÁVEL
REVS	REGISTRO DE ESFERA VS ROSCÁVEL
— TUBULAÇÃO SOLDÁVEL	
- - - - - TUBULAÇÃO SOB O PISO	


EMISSÕES					
REV.	EMIÇÃO		DATA	EXEC.	VERIF. APROV.
 SECRETARIA MUNICIPAL DE PROJETOS DE DESENVOLVIMENTO		 PREFEITURA DE PARINTINS			
AUTOR DO PROJETO:		RESPONSÁVEL TÉCNICO:			
LOCALIDADE/ENDEREÇO:					
CIDADE DE PARINTINS/AM RUA PARINTINS, COMUNIDADE DO CABURI					
PROJETO E CONTEÚDO:					
CAIC - CENTRO INTEGRADO DE ATENÇÃO À CRIANÇA INSTALAÇÃO HIDRÁULICA - DETALHES ISOMÉTRICOS					
ÁREA TERRENO:		ÁREA CONSTRUÍDA:		PRANCHA:	
DATA:	20/03/2026	ESCALA:	1/25	DESENHO:	SEPROD
OBS:				HID H04	
Direitos Autorais Reservados pela Lei 9.610 de 19.02.1998					

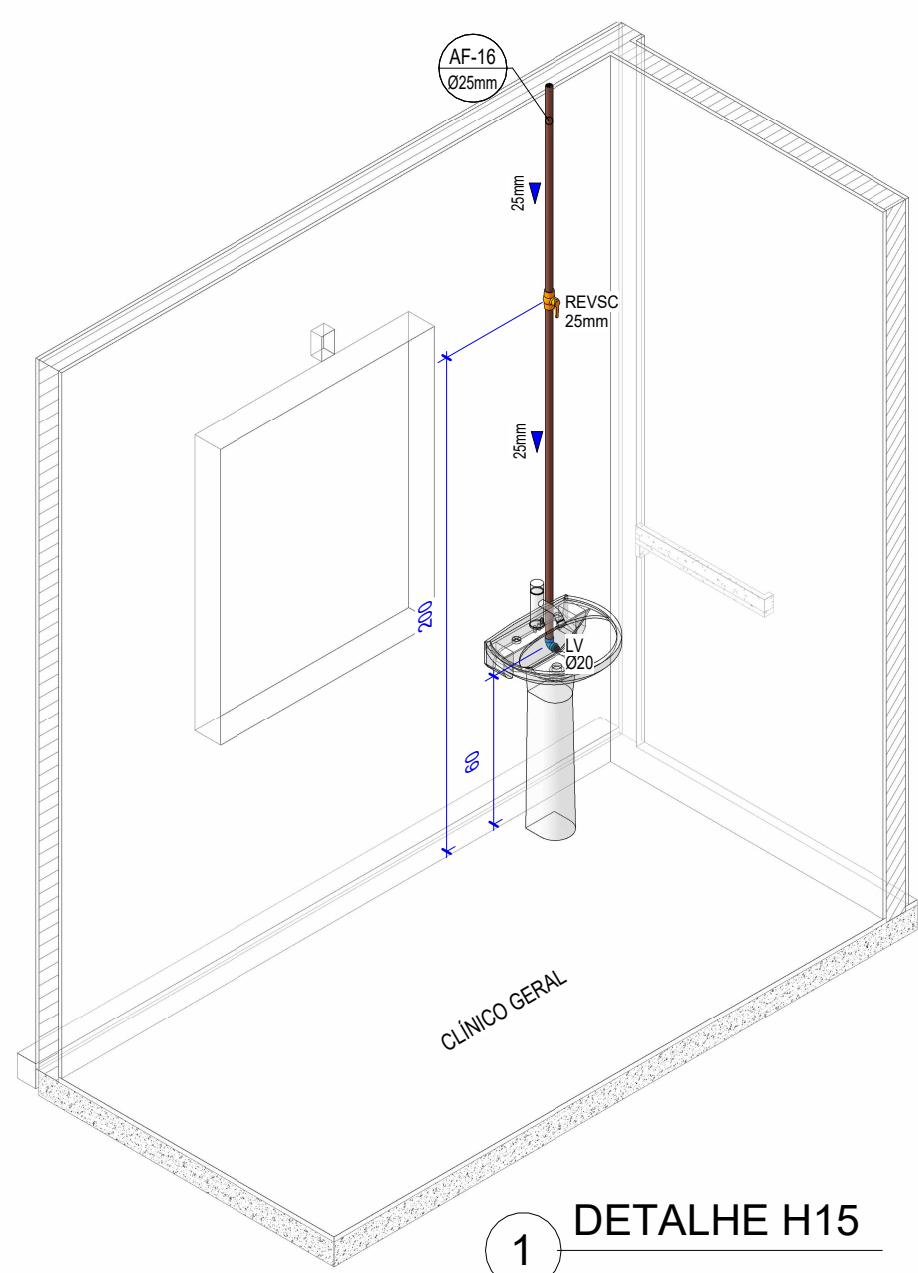


1 DETALHE H15

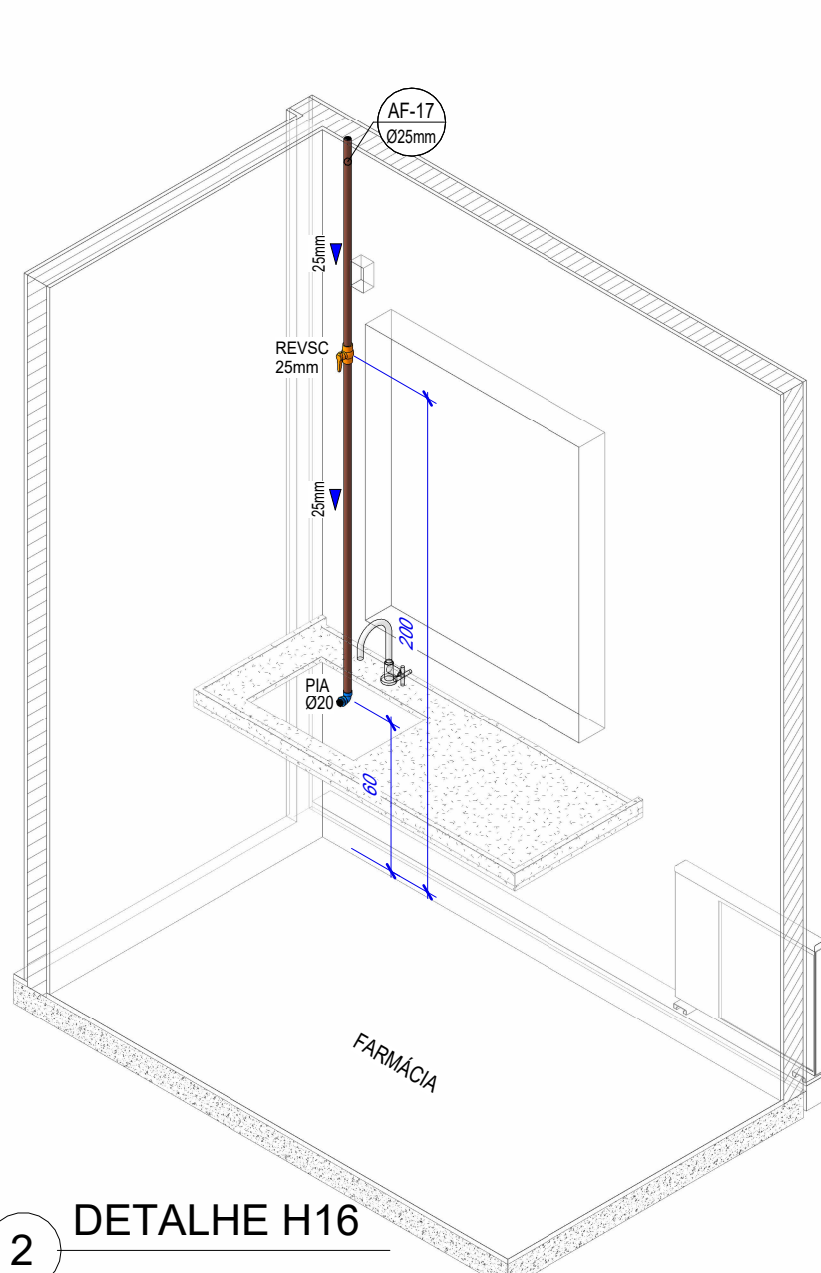


2 DETALHE H16

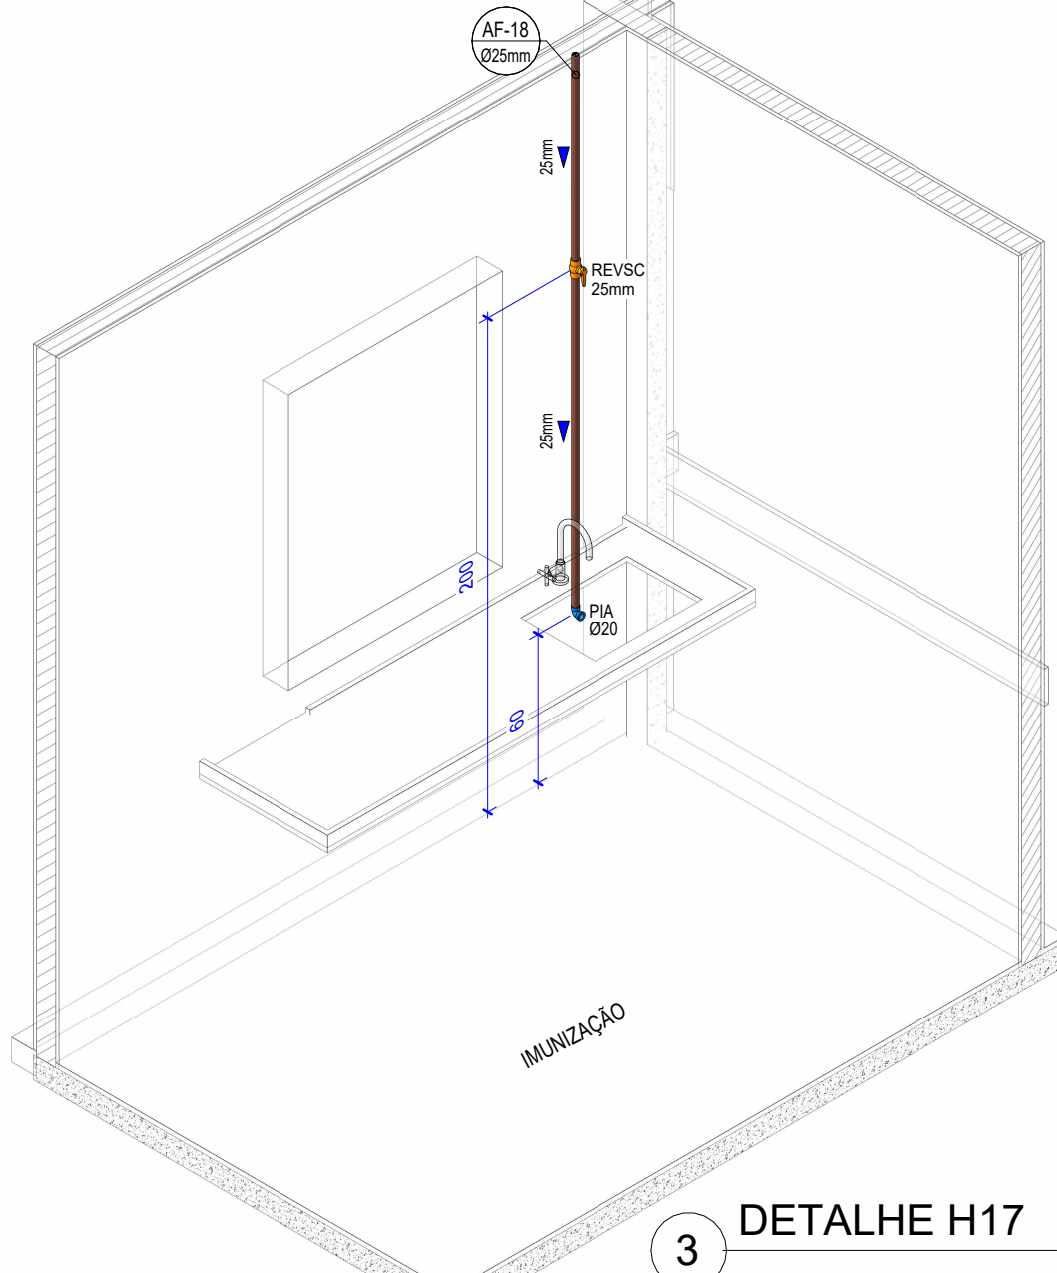


3 DETALHE H17

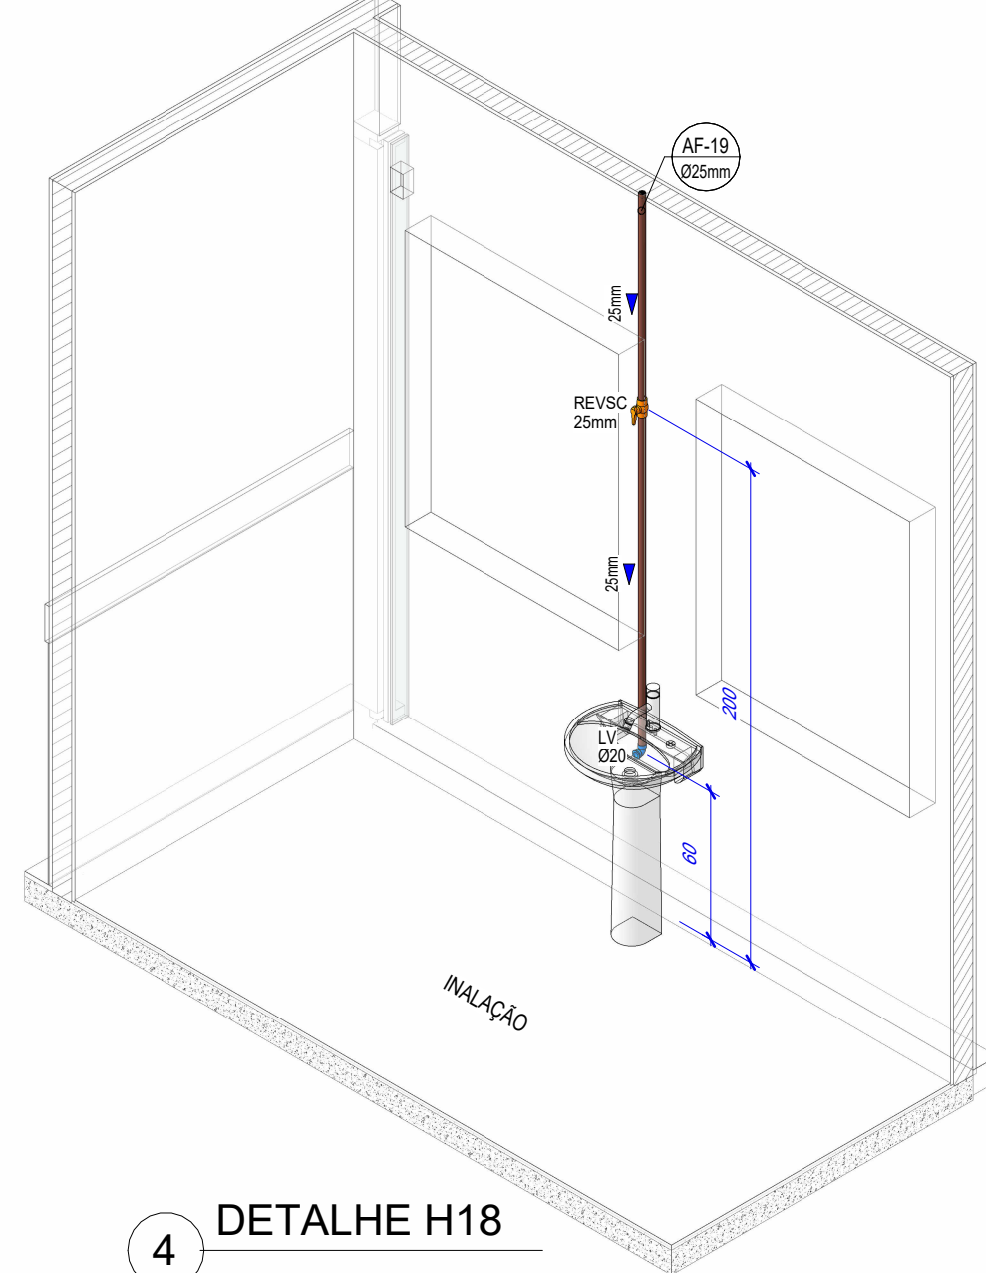


4 DETALHE H18

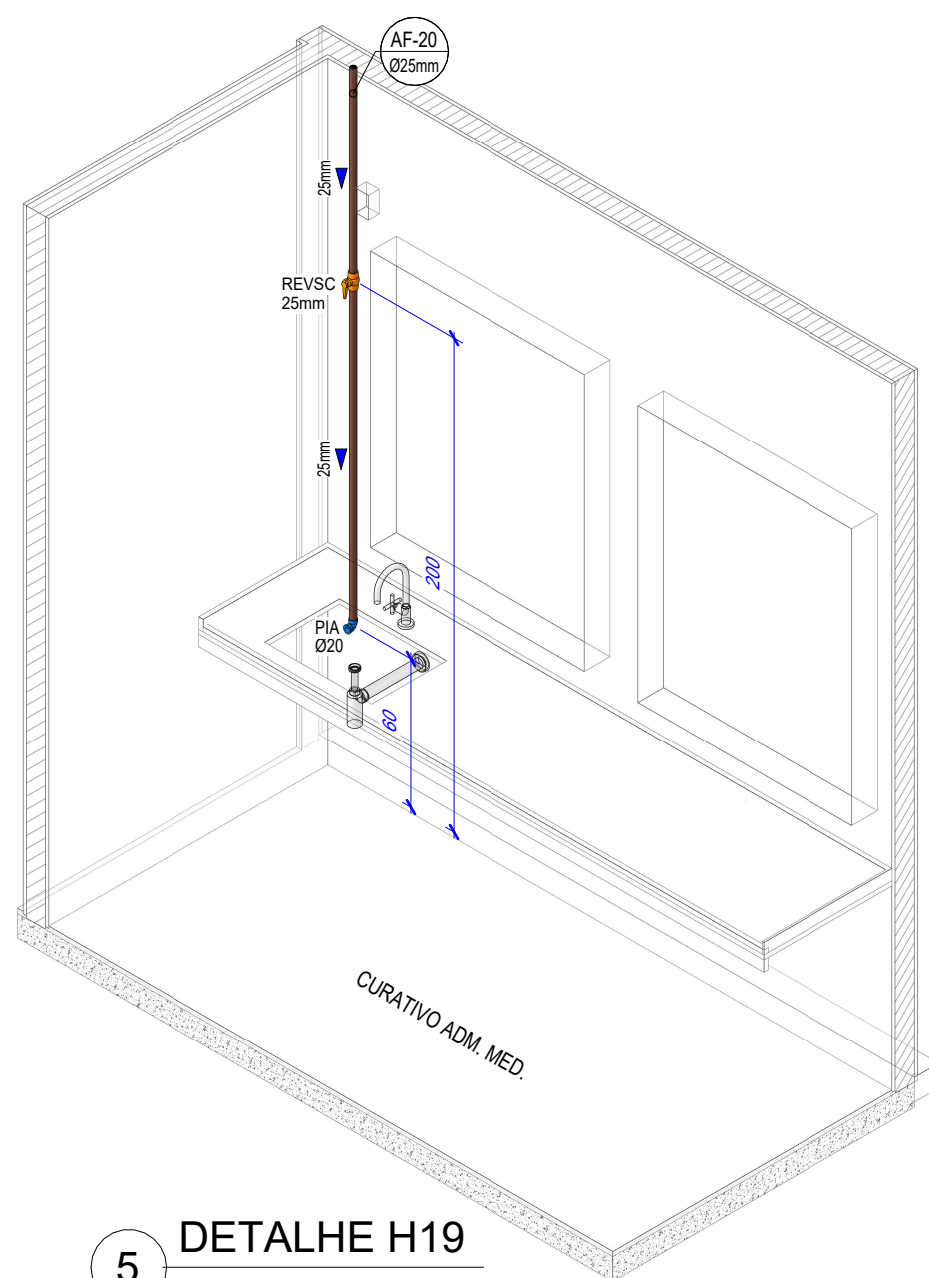

5 DETALHE H19

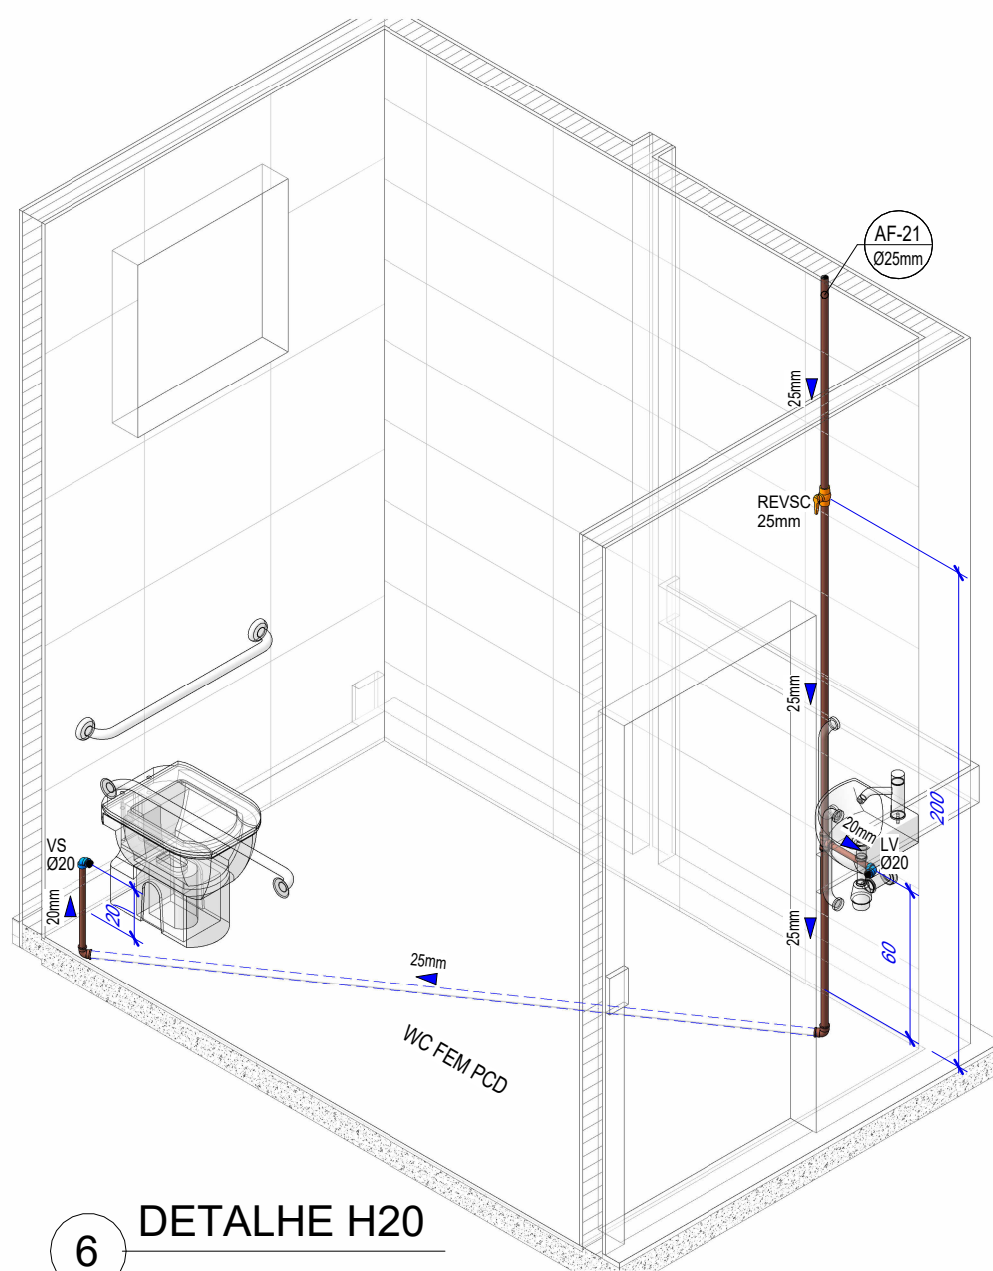


6 DETALHE H20

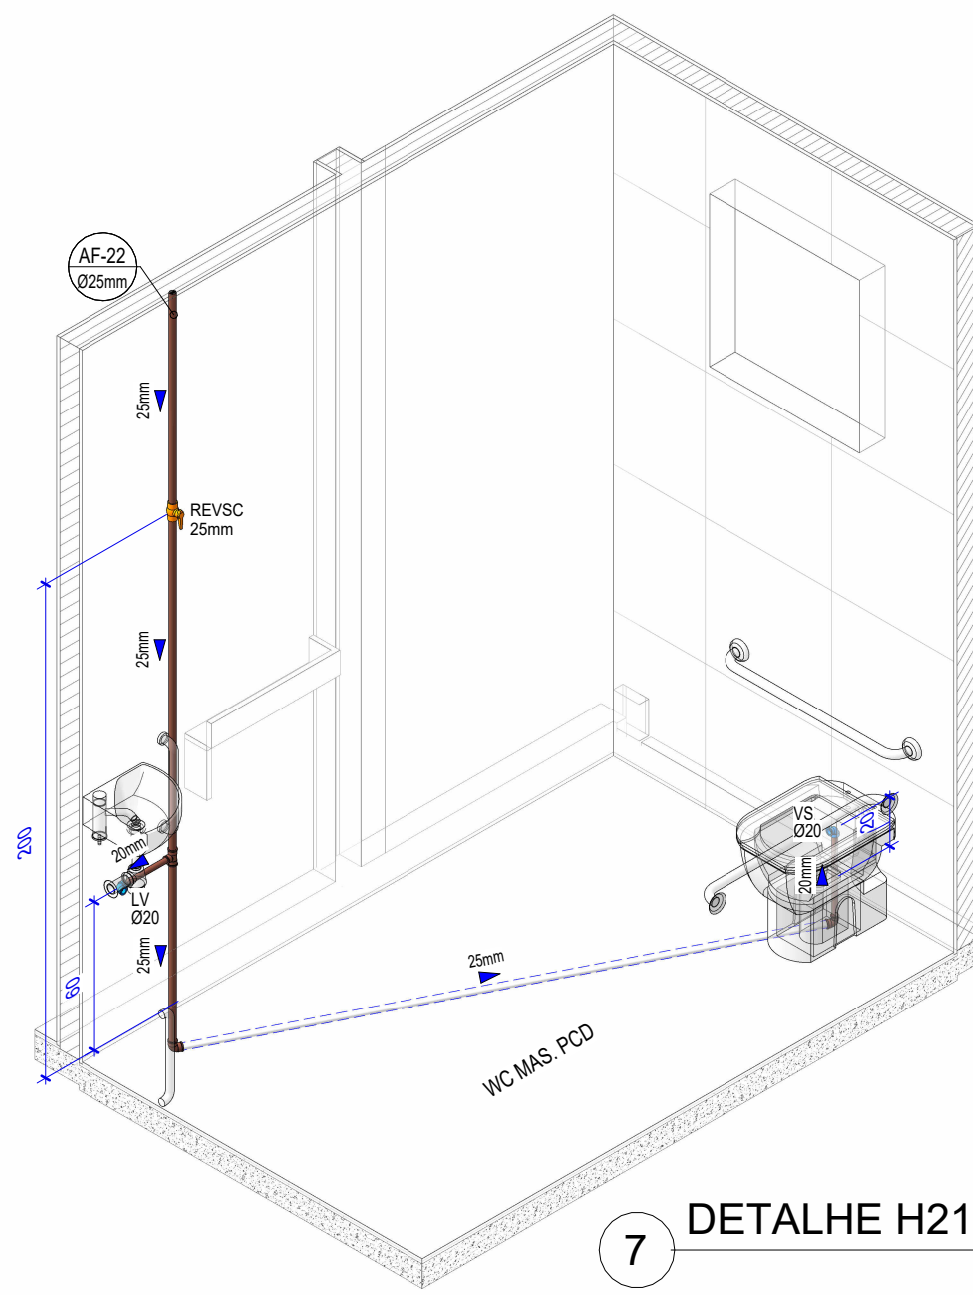


7 DETALHE H21

SIMBOLOGIA - INST. HIDRÁULICA	
TJ	TORNEIRA DE JARDIM
PA	PURIFICADOR DE ÁGUA
PIA	PIA
LV	LAVATÓRIO
VS	VASO SANITÁRIO
TL	TANQUE DE LAVAR
TOR	TORNEIRA DE SERVIÇO
RP	REGISTRO DE PRESSÃO
REVSC	REGISTRO DE ESFERA VS COMPACTO SOLDÁVEL
REVS	REGISTRO DE ESFERA VS ROSCÁVEL
—	TUBULAÇÃO SOLDÁVEL
- - - - -	TUBULAÇÃO SOB O PISO


EMISSÕES					
REV.	EMIÇÃO	DATA	EXEC.	VERIF.	APROV.
	SECRETARIA MUNICIPAL DE PROJETOS DE DESENVOLVIMENTO		PREFEITURA DE PARINTINS		
AUTOR DO PROJETO:		RESPONSÁVEL TÉCNICO:			
LOCALIDADE/ENDEREÇO:					
CIDADE DE PARINTINS/AM					
RUA PARINTINS, COMUNIDADE DO CABURI					
PROJETO E CONTEÚDO:					
CAIC - CENTRO INTEGRADO DE ATENÇÃO À CRIANÇA					
INSTALAÇÃO HIDRÁULICA - DETALHES ISOMÉTRICOS					
ÁREA TERRENO:		ÁREA CONSTRUÍDA:		PRANCHA:	
DATA:	20/03/2026	ESCALA:	1/25	DESENHO:	SEPROD
OBS:					
Direitos Autorais Reservados pela Lei 9.610 de 19.02.1998					

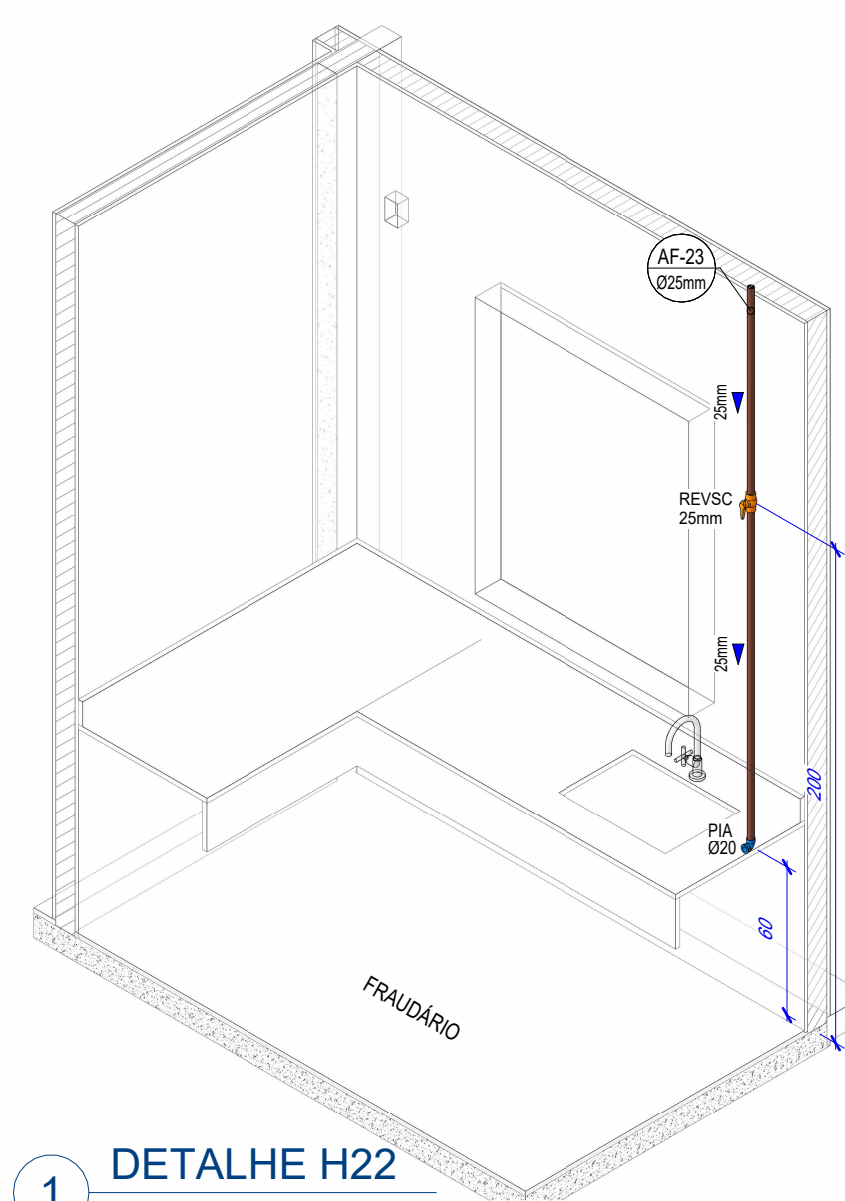


1 DETALHE H22
ESC:

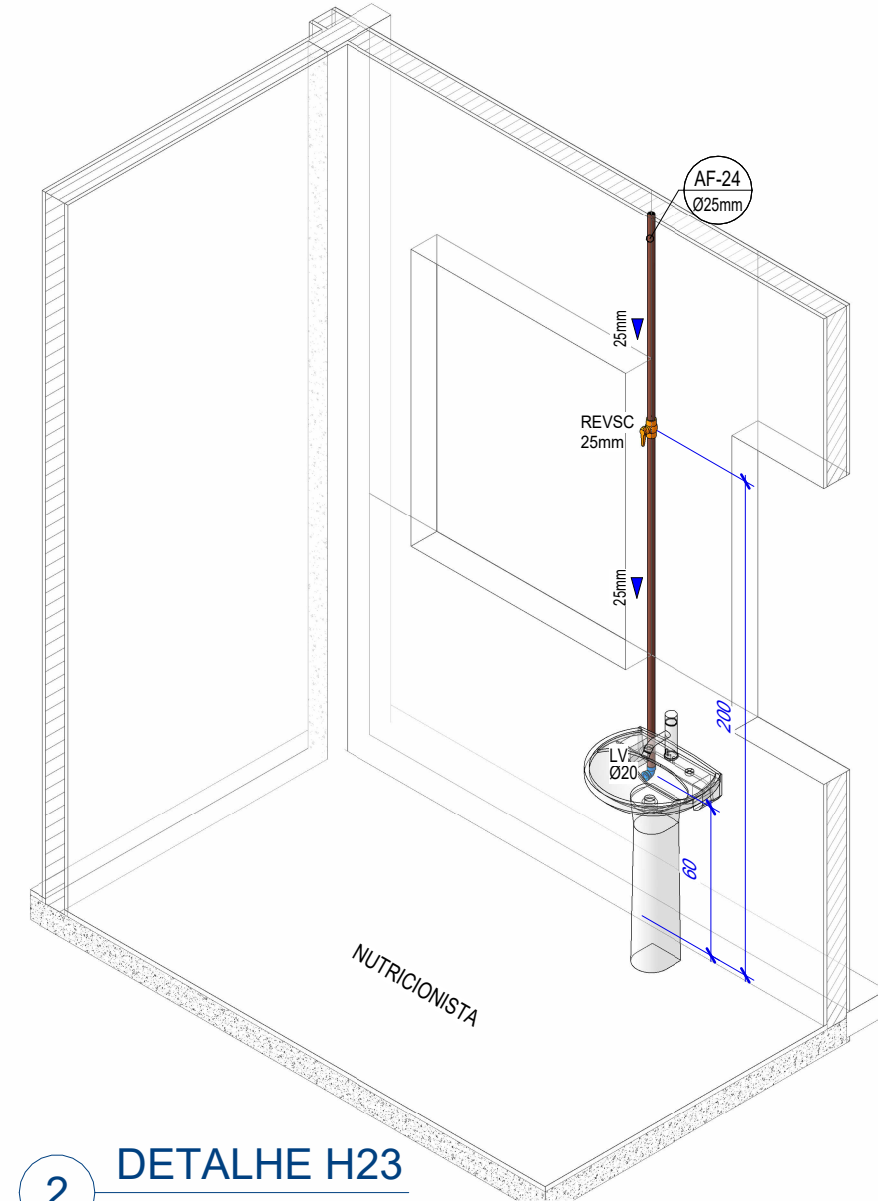


2 DETALHE H23
ESC:

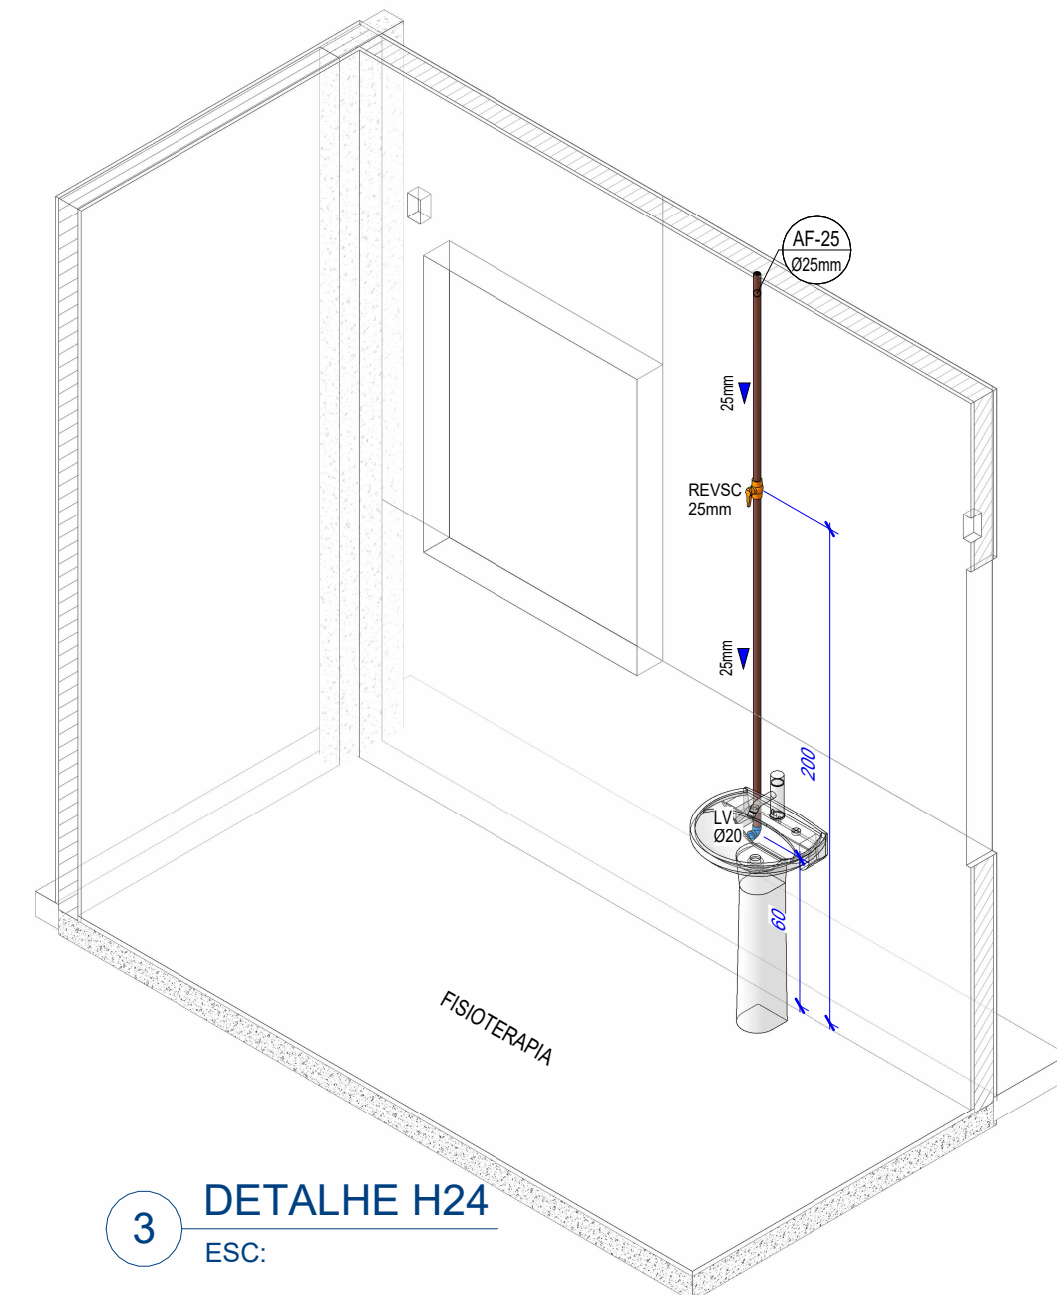

3 DETALHE H24
ESC:

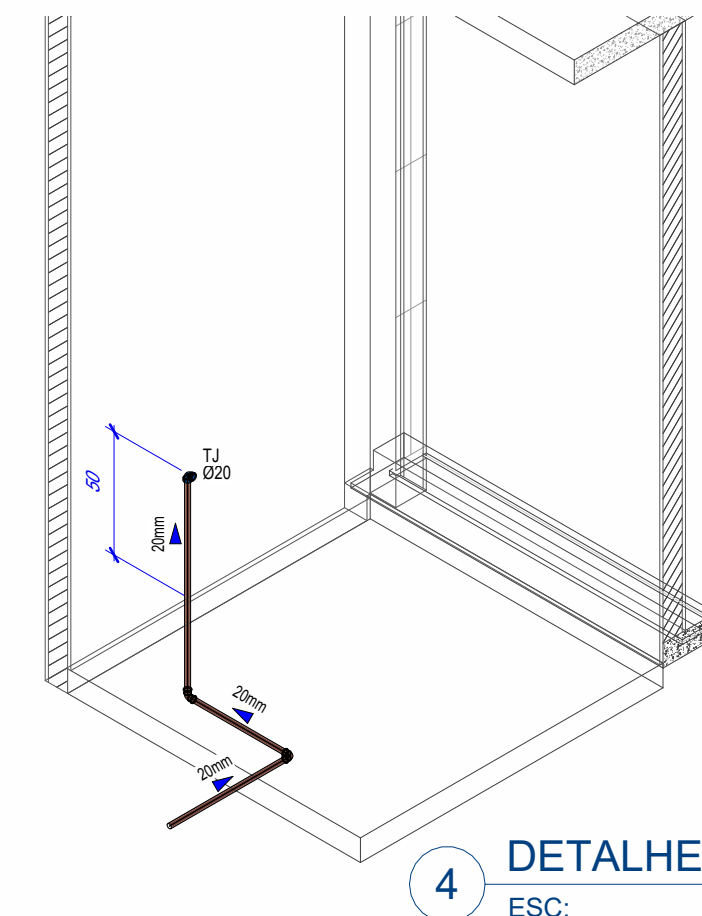


4 DETALHE H25
ESC:

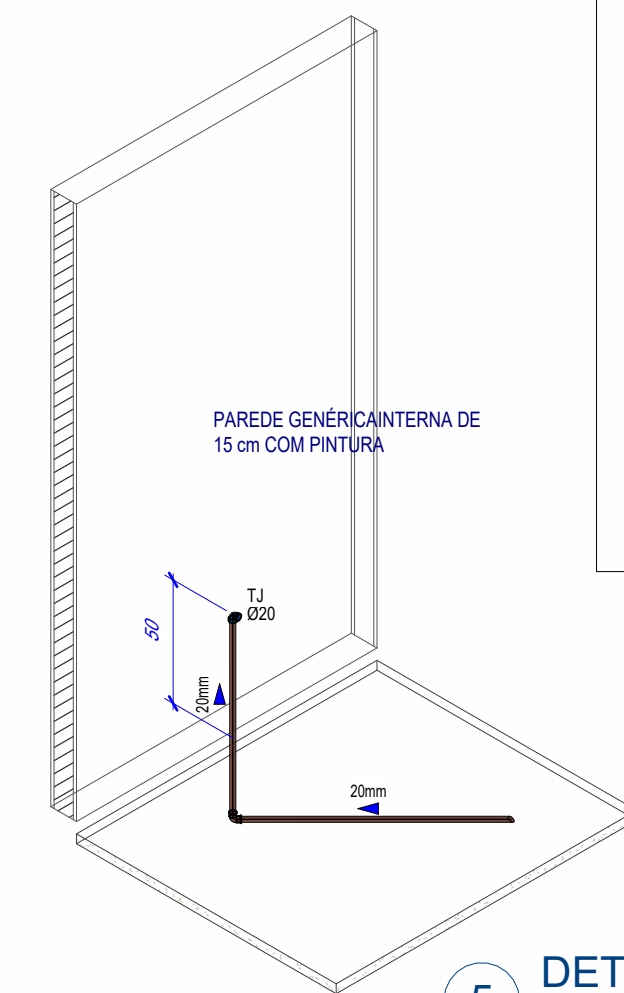

5 DETALHE H26
ESC:

SIMBOLOGIA - INST. HIDRÁULICA	
TJ	TORNEIRA DE JARDIM
PA	PURIFICADOR DE ÁGUA
PIA	PIA
LV	LAVATÓRIO
VS	VASO SANITÁRIO
TL	TANQUE DE LAVAR
TOR	TORNEIRA DE SERVIÇO
RP	REGISTRO DE PRESSÃO
REVSC	REGISTRO DE ESFERA VS COMPACTO SOLDÁVEL
REVS	REGISTRO DE ESFERA VS ROSCÁVEL
	TUBULAÇÃO SOLDÁVEL
	TUBULAÇÃO SOB O PISO

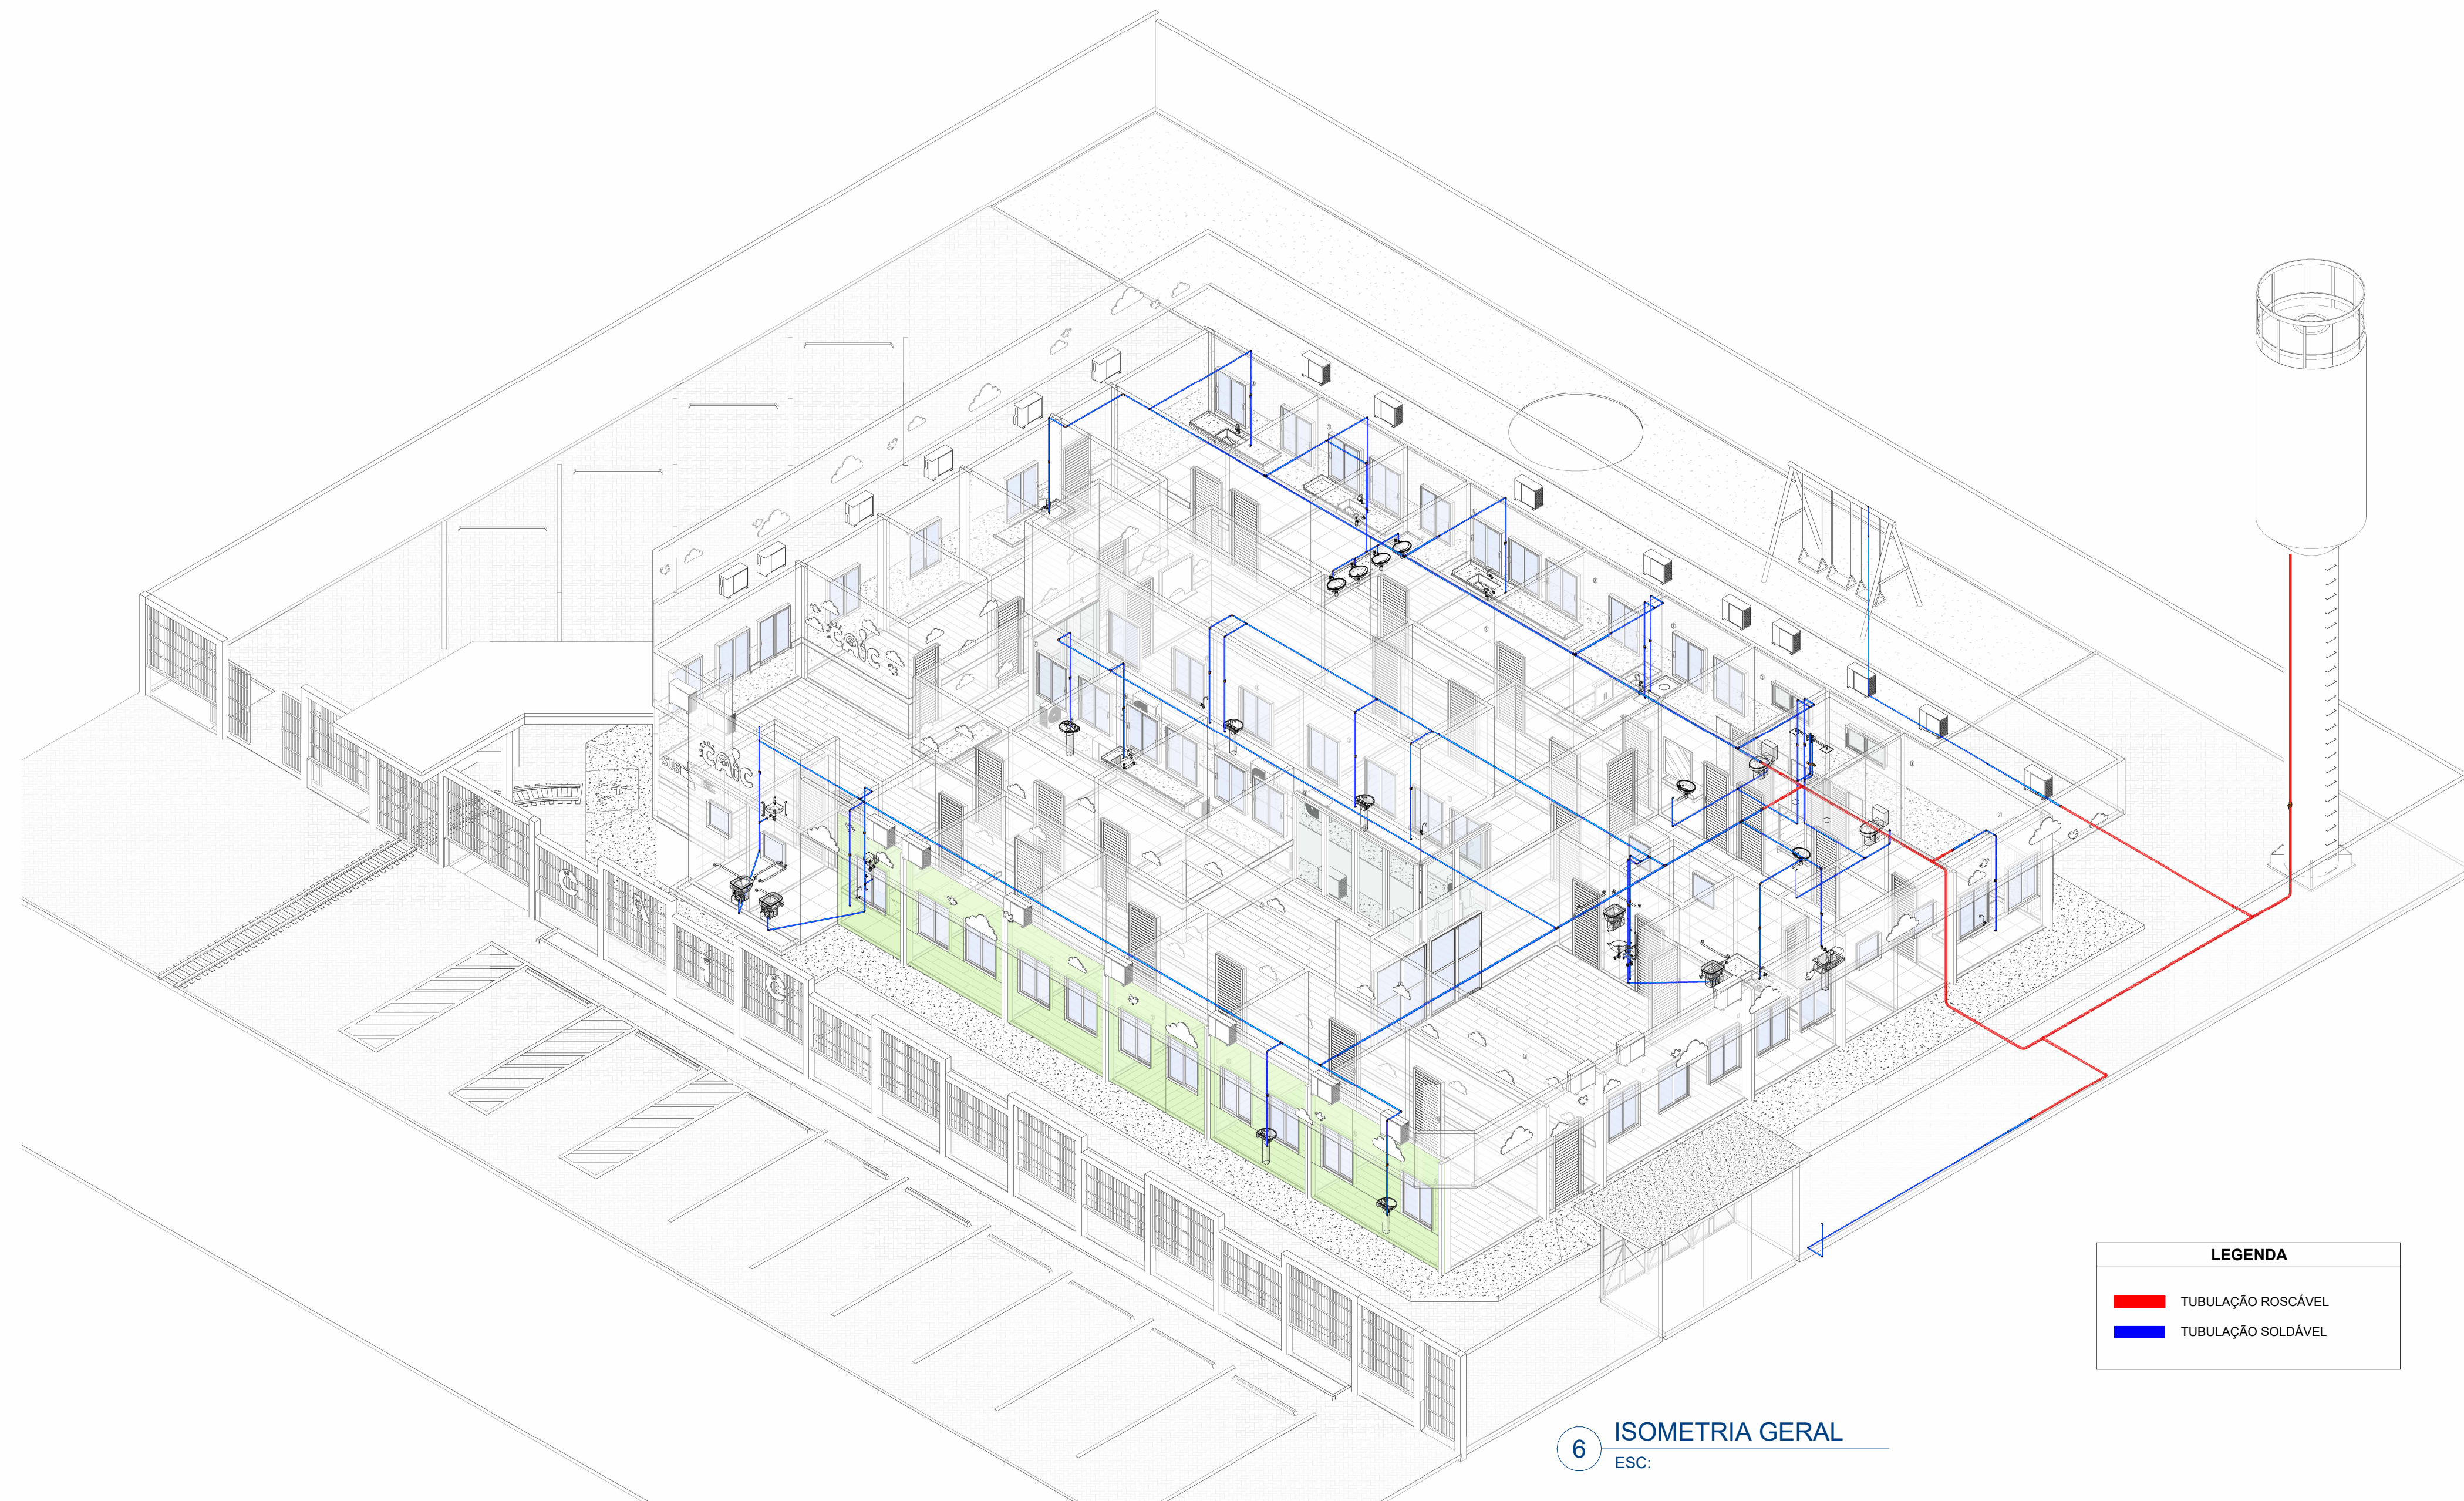

6 ISOMETRIA GERAL
ESC:

LEGENDA	
	TUBULAÇÃO ROSCÁVEL
	TUBULAÇÃO SOLDÁVEL

EMISSÕES					
REV.	EMIÇÃO	DATA	EXEC.	VERIF.	APROV.
 SECRETARIA MUNICIPAL DE PROJETOS DE DESENVOLVIMENTO		 PREFEITURA DE PARINTINS			
AUTOR DO PROJETO:		RESPONSÁVEL TÉCNICO:			
LOCALIDADE/ENDEREÇO: CIDADE DE PARINTINS/AM RUA PARINTINS, COMUNIDADE DO CABURI					
PROJETO E CONTEÚDO: CAIC - CENTRO INTEGRADO DE ATENÇÃO À CRIANÇA INSTALAÇÃO HIDRÁULICA - DETALHES ISOMÉTRICOS					
ÁREA TERRENO:		ÁREA CONSTRUÍDA:		PRANCHA:	
DATA: 20/03/2026	ESCALA: 1/25	DESENHO: SEPROD		HID H06	
OBS:					
Direitos Autorais Reservados pela Lei 9.610 de 19.02.1998					